

MAPA DO CELÓW PROJEKTOWYCH			
Oznaczenie kancelaryjne zgłoszenia pracy geodezyjnej	KERO: GK.6640.666.2017		
Nazwa miejscowości	Zagórów		
Jednostka ewidencyjna	Identyfikator nazwa	302308_4	Zagórów – Miasto
Opis ewidencyjny	Identyfikator nazwa	0001	Zagórów
Skala mapy	Identyfikator nazwa	1:500	Zagórów
Nazwa układu współrzędnych	Identyfikator nazwa	1965 – strefa 4"	Zagórów
Oznaczenie granic obszaru, który był przedmiotem aktualizacji	Identyfikator nazwa	Kronzrad	Zagórów
Arkusz	Identyfikator nazwa	2	Zagórów
Uwagi	sekcja: 124.334, 122.2 działki: 27191, 27192, 27193, 27178, 27174, 27175, 27181, 21821 24.04.2014 r.		
Data opracowania mapy	Kancelaria Kancelaryjna BIURO GEODEZJI 62-400 Słupca, ul. Poznańska 15A tel. 661 917 320 e-mail: biuro@kancelaria-geodezyjna.pl		
Kancelaria Kancelaryjna	Kancelaria Kancelaryjna 62-400 Słupca, ul. Poznańska 15A tel. 661 917 320 e-mail: biuro@kancelaria-geodezyjna.pl		
Kancelaria Kancelaryjna	Kancelaria Kancelaryjna 62-400 Słupca, ul. Poznańska 15A tel. 661 917 320 e-mail: biuro@kancelaria-geodezyjna.pl		


Podpisz się, że niniejszy dokument został opracowany w wyniku prac geodezyjnych i kartograficznych, których rezultatem jest niniejsza mapa. Zawiera ona dane techniczne i ewidencyjne do ewidencji państwowego zasobu geodezyjnego i kartograficznego.

Organ Prowadzący państwowy zasób geodezyjny i kartograficzny
Starosta Słupski

Identyfikacja zasobu ewidencyjny materiał zasobu
13023.20
17.06.2017

Data wpisania do ewidencji państwowego zasobu geodezyjnego i kartograficznego
2017-05-25

Imię, nazwisko i podpis osoby reprezentującej organ
a upr. Starosta Słupski
Jadwiga W. Wydział Geodezji,
Kartografii i Katastru
Jadwiga W.

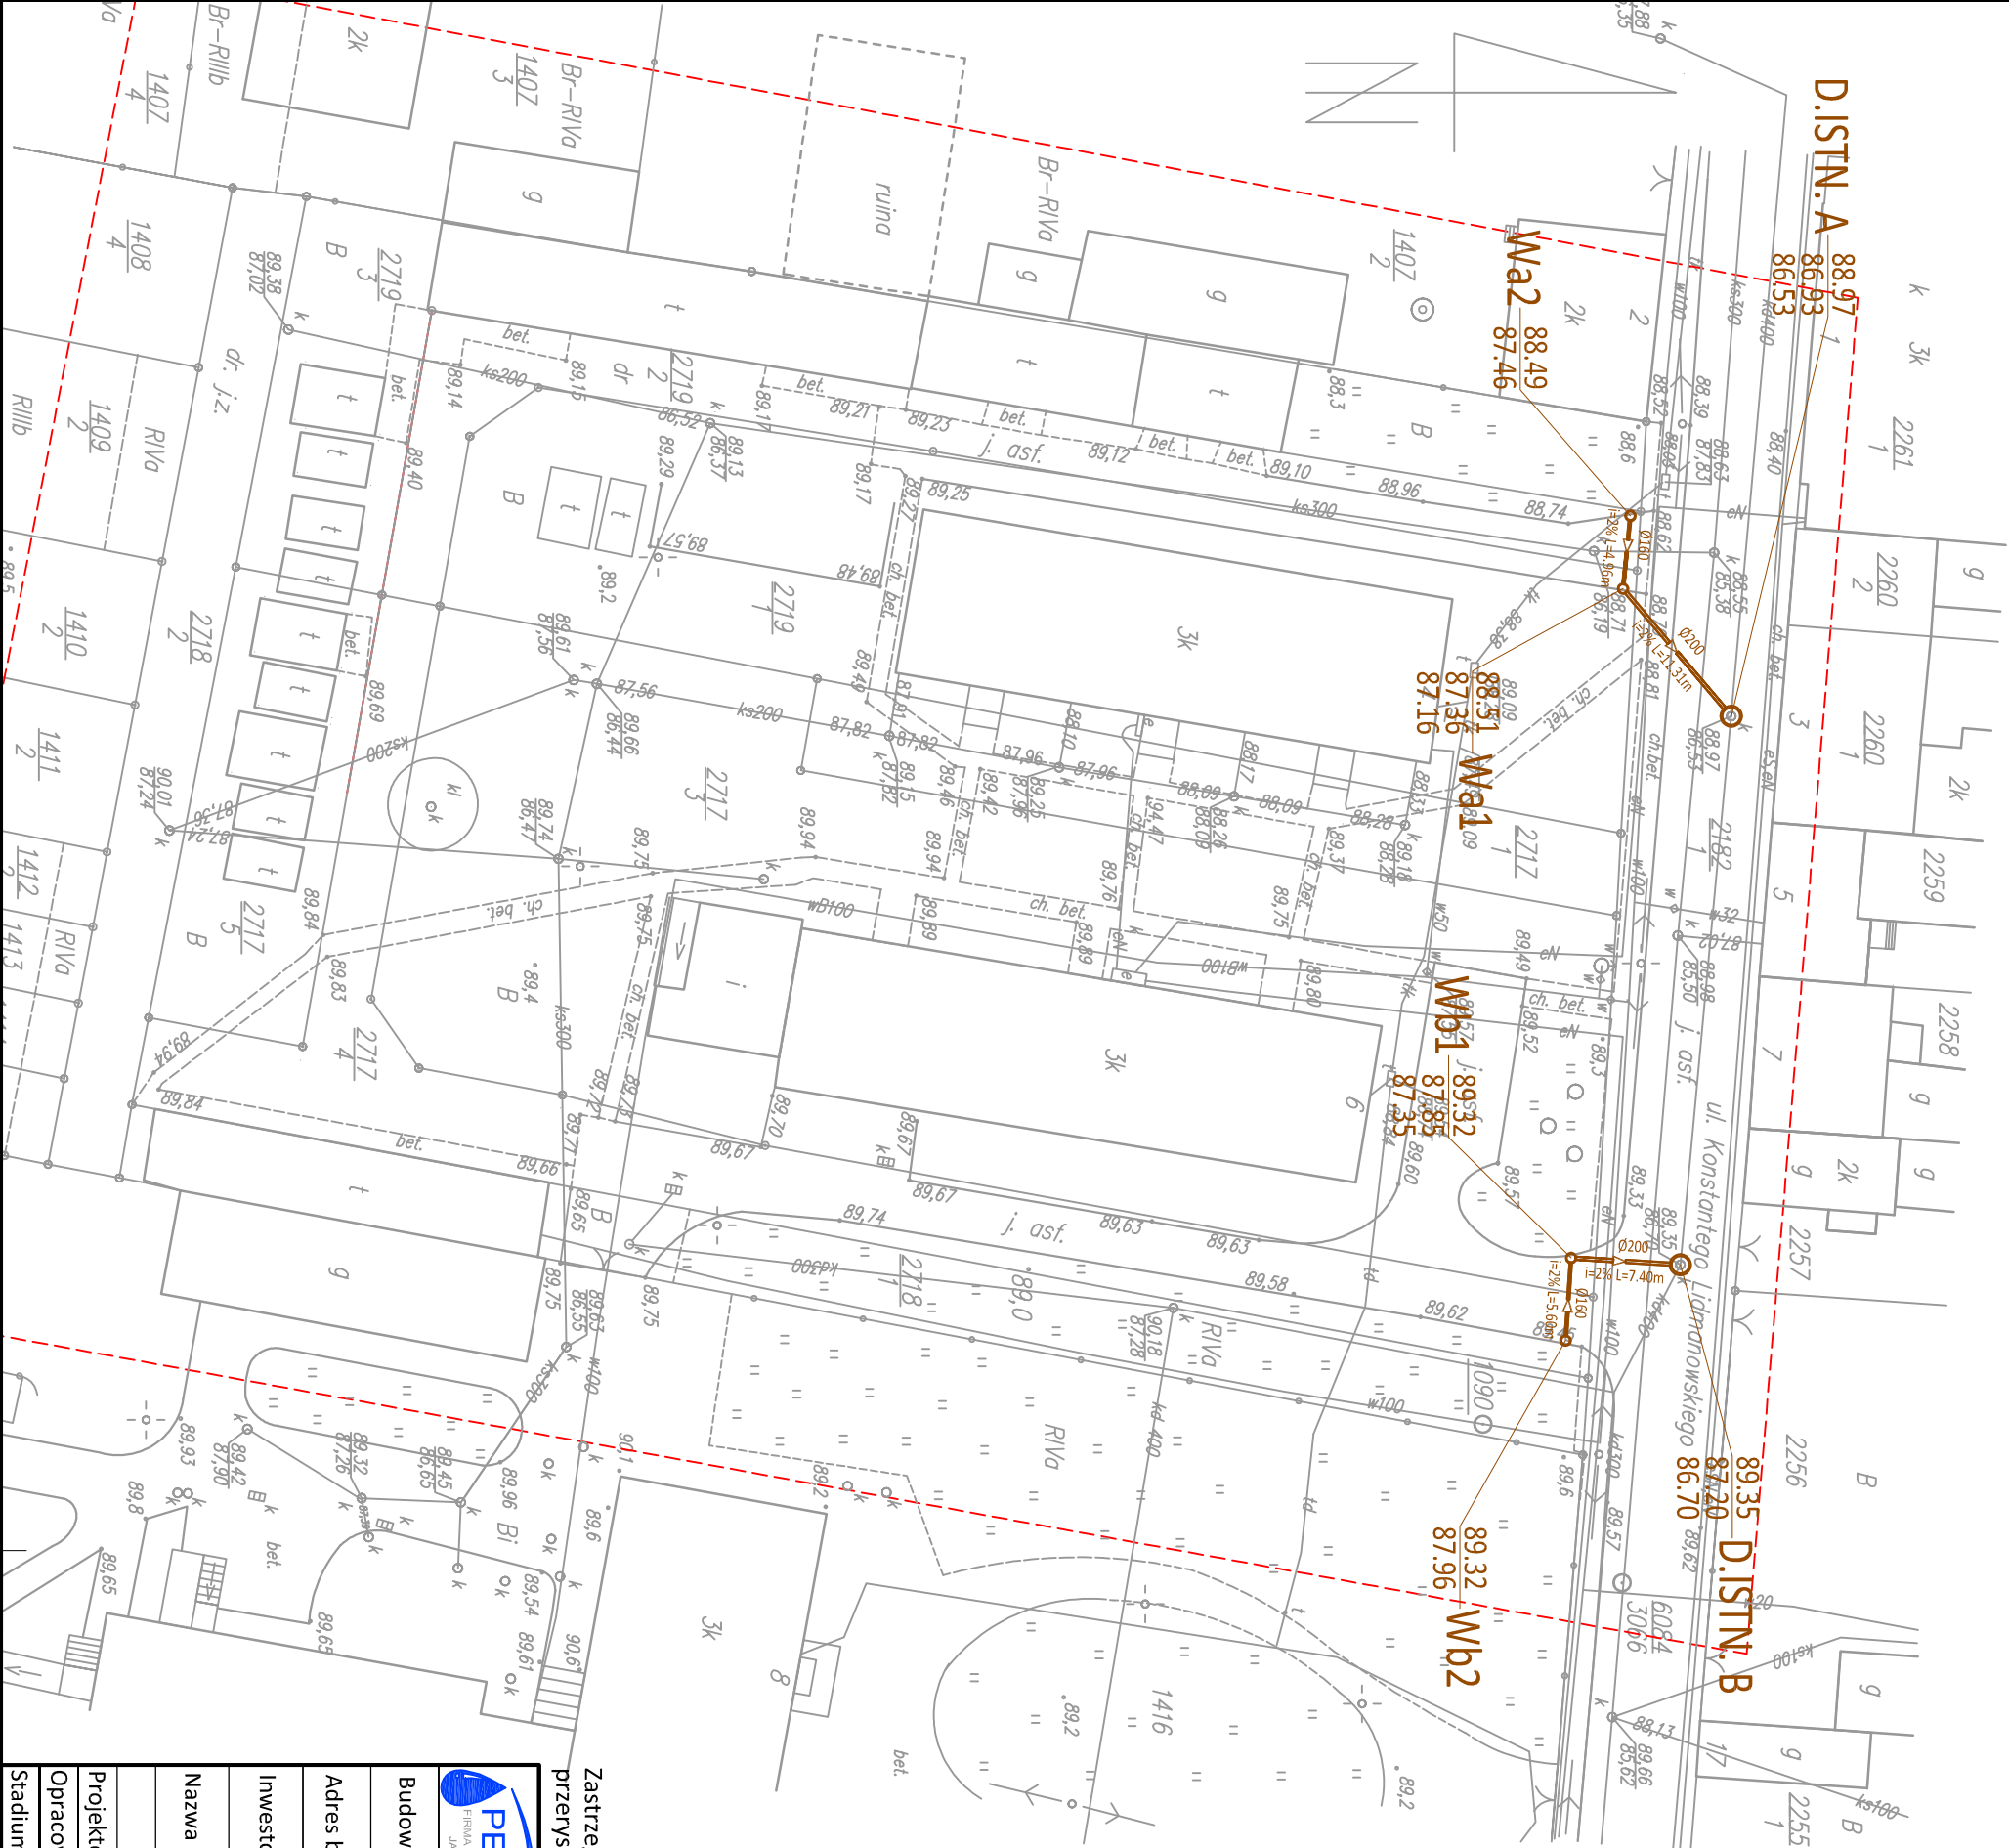

"PER-FEKT" FIRMA USŁUGOWO-HANDLOWA JAKUB DŁUŻEWSKI ul. Świerkowa 37A 62-500 Konin www.per-fekt.pl			
BUDOWA PRZYLĄCZY KANALIZACJI DESZCZOWEJ			
Adres budowy: M. ZAGÓRÓW, GM. ZAGÓRÓW, POW. KONIŃSKI, WOJ. WIELKOPOLSKIE			
Inwestor: GMINA ZAGÓRÓW UL. KOŚCIEŁNA 4 62-410 ZAGÓRÓW			
Nazwa załącznika: PLAN ZAGOSPODAROWANIA TERENU			
Imię i nazwisko	specjalność	nr uprawnień	podpis
Projektował: inż. Władysław Jaworski	instalacyjna	UAN.453/8346/131/85	<i>[Signature]</i>
Opracował: mgr inż. Jakub Dłużewski			<i>[Signature]</i>
Stadium dokumentacji: DOK. TECHN.	Skala: 1:500	Data: 08.2017 r.	
			zał. nr 2