


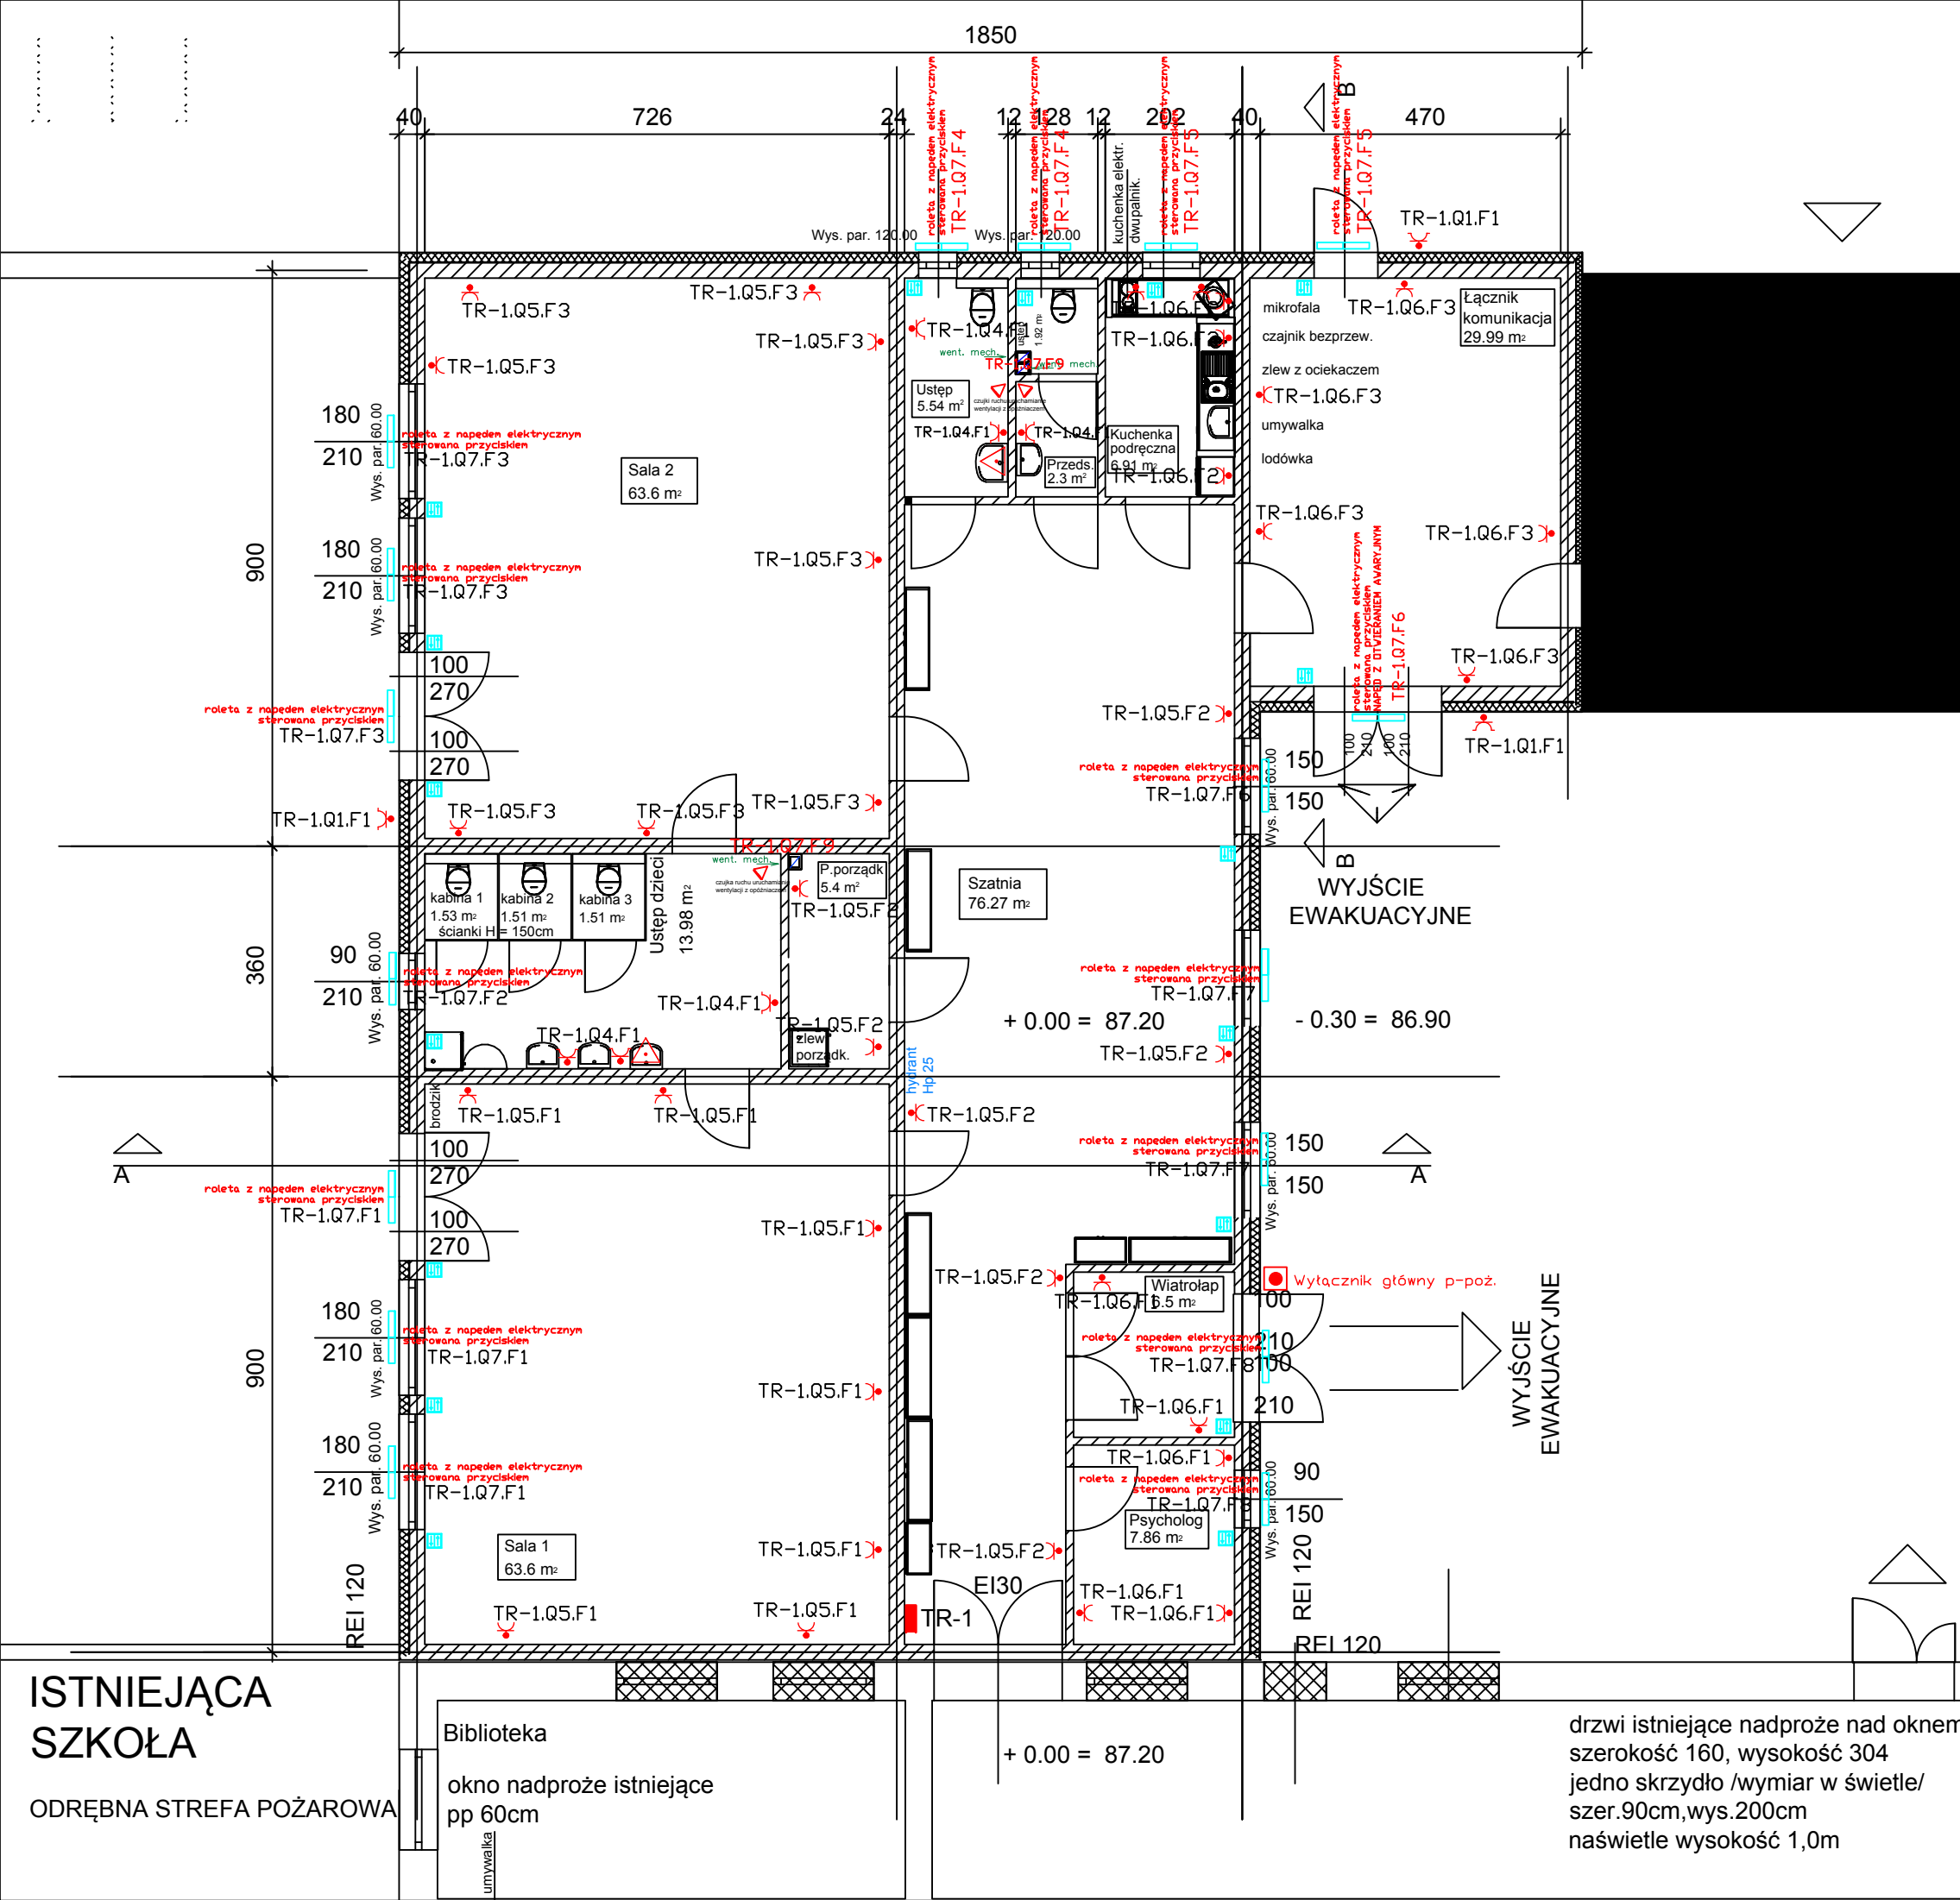

LEGENDA

- proj. tablica rozdzielcza TR-1
- gn. 1-faz. ze stykiem ochronnym-pojedyncze
- gn. 1-faz. ze stykiem ochronnym-pojedyncze IP44
- Wyłącznik instalacyjny główny p-poż. (wył. typu przycisk)
- lokalna szyna wyrównawcza
- roleta ALUPLAST z silnikiem Dximo RTS i napędem elektrycznym LT50 TRS [NHK dla otwierania awaryjnego] sterowana przyciskiem Smoove Origin RTS
- czujka ruchu włączanie wentylacji z opóźniaczem

Nazwa i adres obiektu budowlanego:		Rozbudowa i przebudowa budynku Szkoły Podstawowej w Łukomiu na potrzeby przedszkola działka numer 36/29 Gmina Zagórów	
Tytuł rysunku: RZUT PARTERU INSTALACJE ELEKTRYCZNE GNIAZD		Skala 1:100	
		Data: 05.2019 r.	
		Nr rysunku: E-2	
Opracował instalacje elektryczne: mgr inż. Michał Adamczyk	instalacje elektryczne	7131-7132/179/PW/2001 z dnia 09.11.2001r.	Podpis
Projektant instalacje elektryczne: mgr inż. Andrzej Pólról			Podpis

ISTNIEJĄCA SZKOŁA

ODRĘBNA STREFA POŻAROWA

Biblioteka

okno nadproże istniejące pp 60cm

umywalka

drzwi istniejące nadproże nad oknem szerokość 160, wysokość 304 jedno skrzydło /wymiar w świetle/ szer.90cm,wys.200cm naświetle wysokość 1,0m