


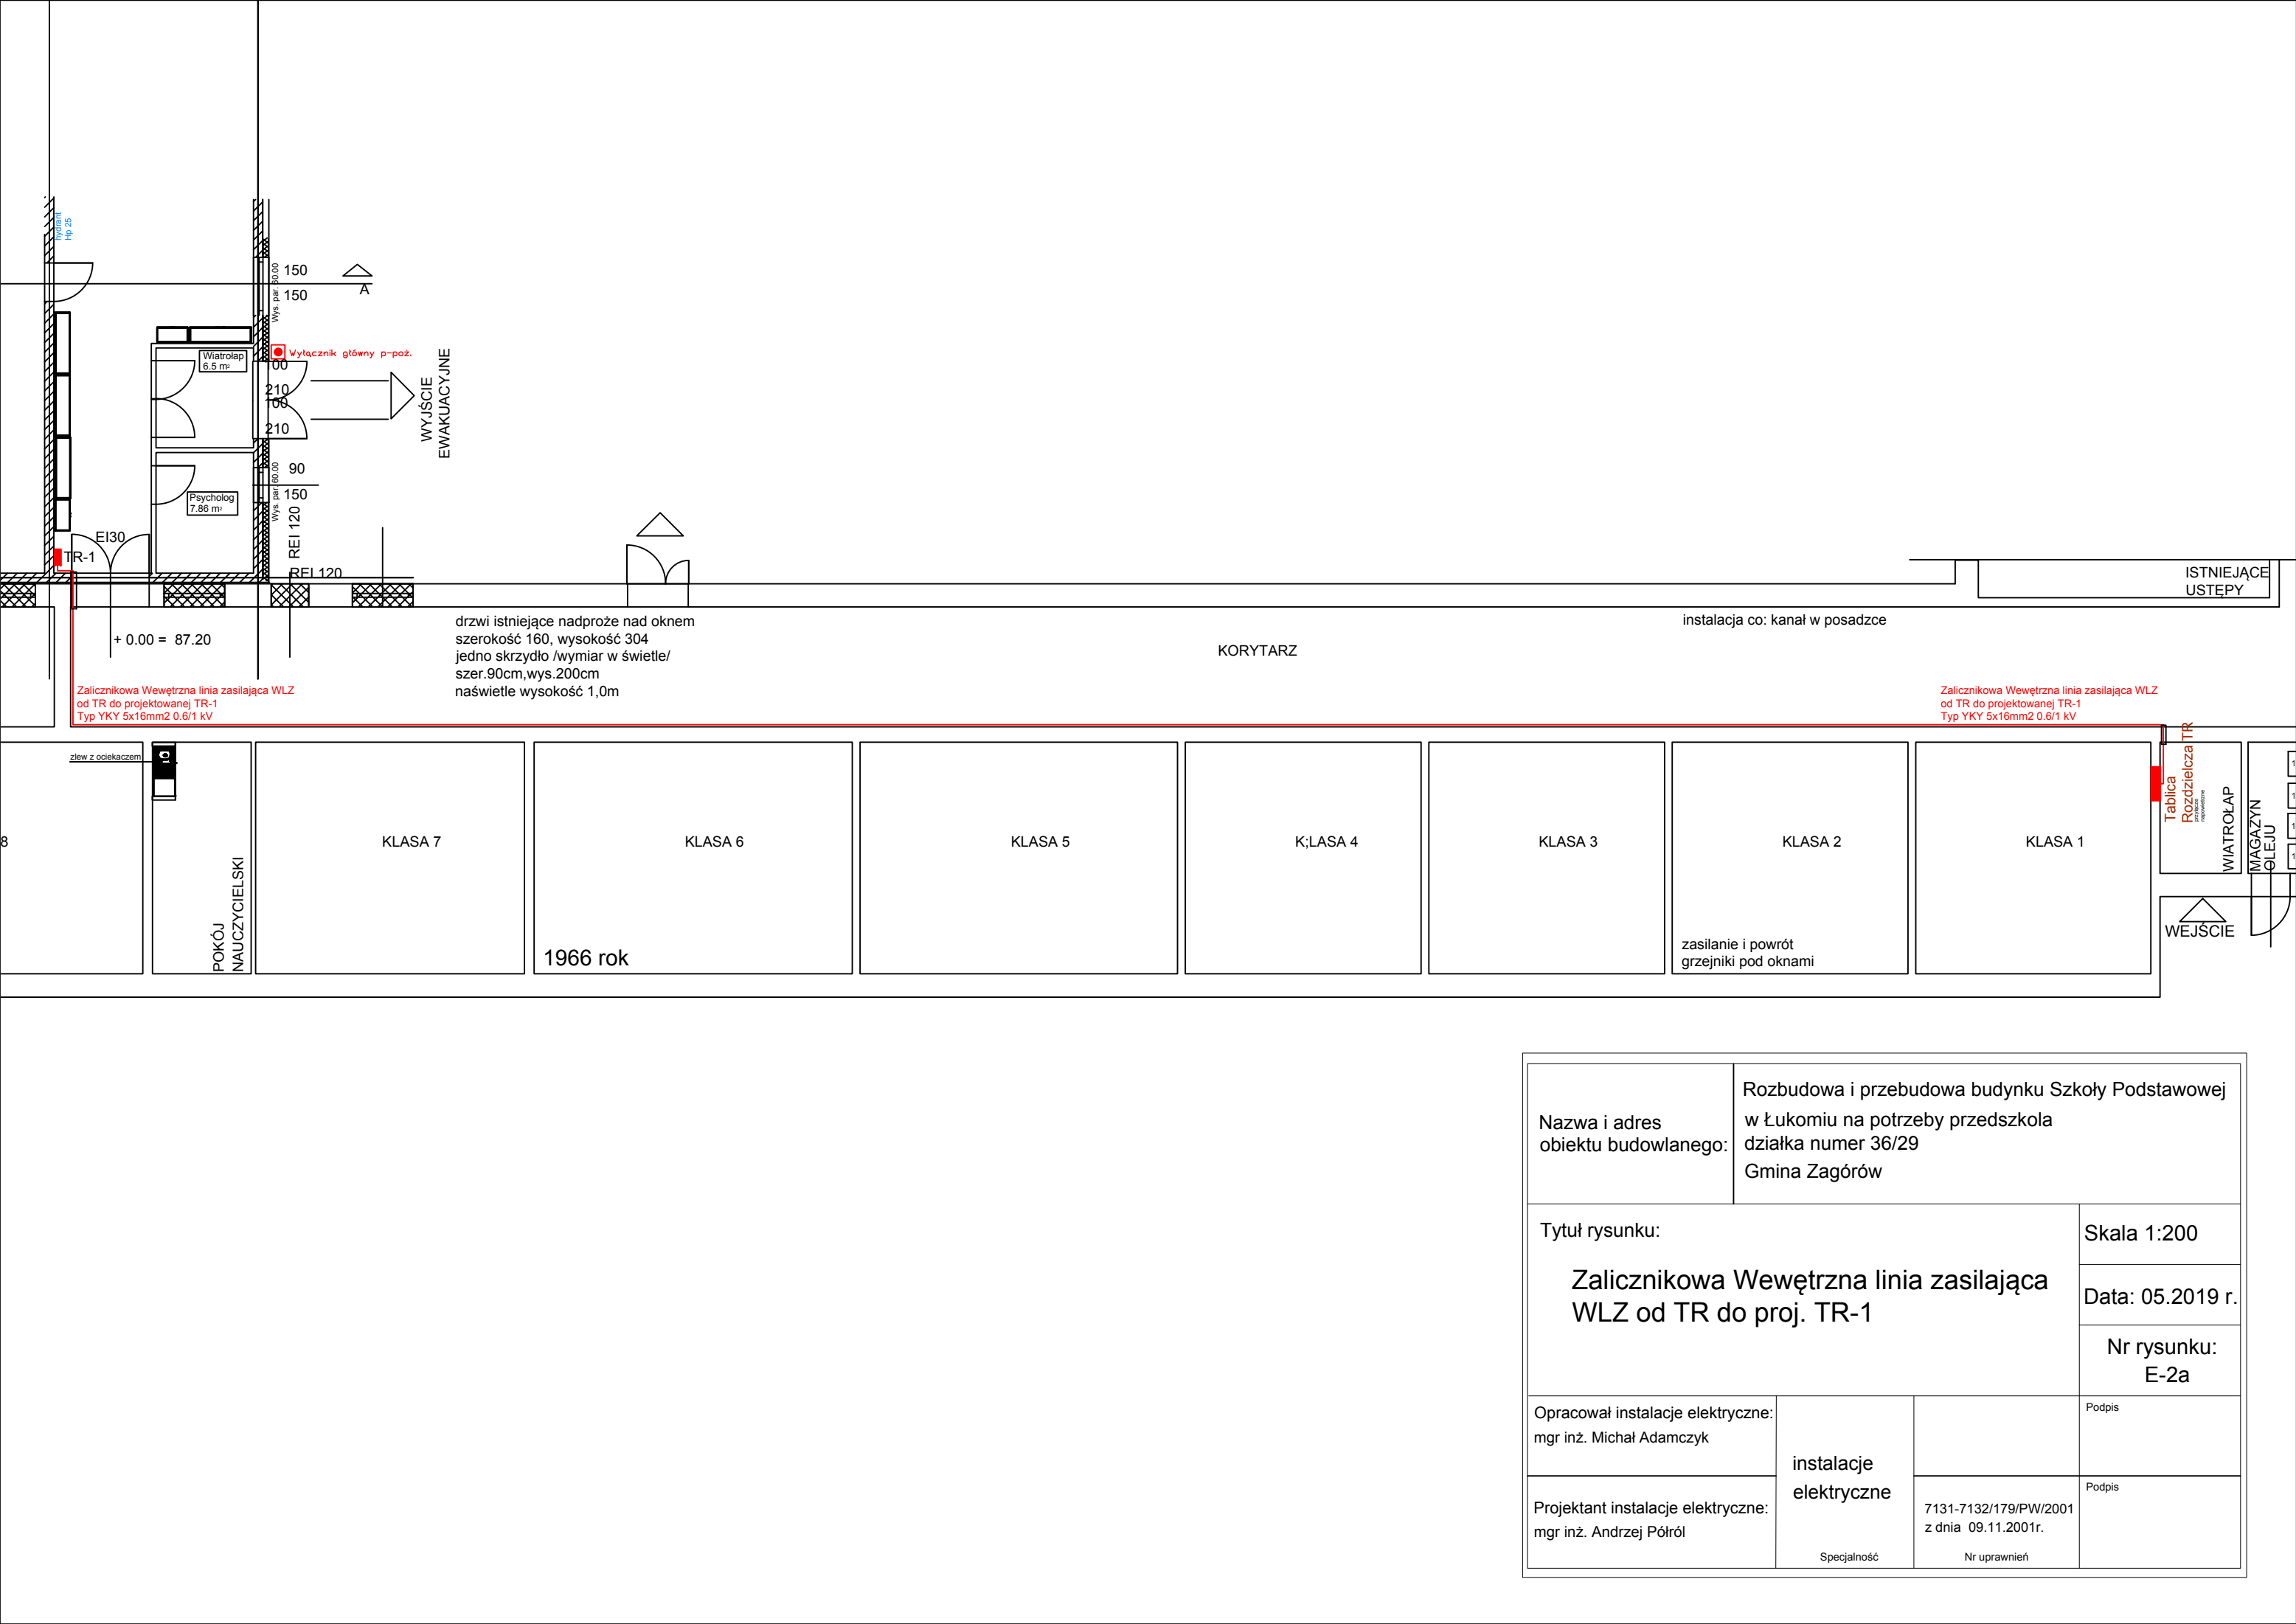

Nazwa i adres obiektu budowlanego:		Rozbudowa i przebudowa budynku Szkoły Podstawowej w Łukomiu na potrzeby przedszkola działka numer 36/29 Gmina Zagórów	
Tytuł rysunku: Zalicznikowa Wewnętrzna linia zasilająca WLZ od TR do proj. TR-1		Skala 1:200	
		Data: 05.2019 r.	
		Nr rysunku: E-2a	
Opracował instalacje elektryczne: mgr inż. Michał Adamczyk	instalacje elektryczne		Podpis
Projektant instalacje elektryczne: mgr inż. Andrzej Pótról		7131-7132/179/PW/2001 z dnia 09.11.2001r.	Podpis
	Specjalność	Nr uprawnień	