


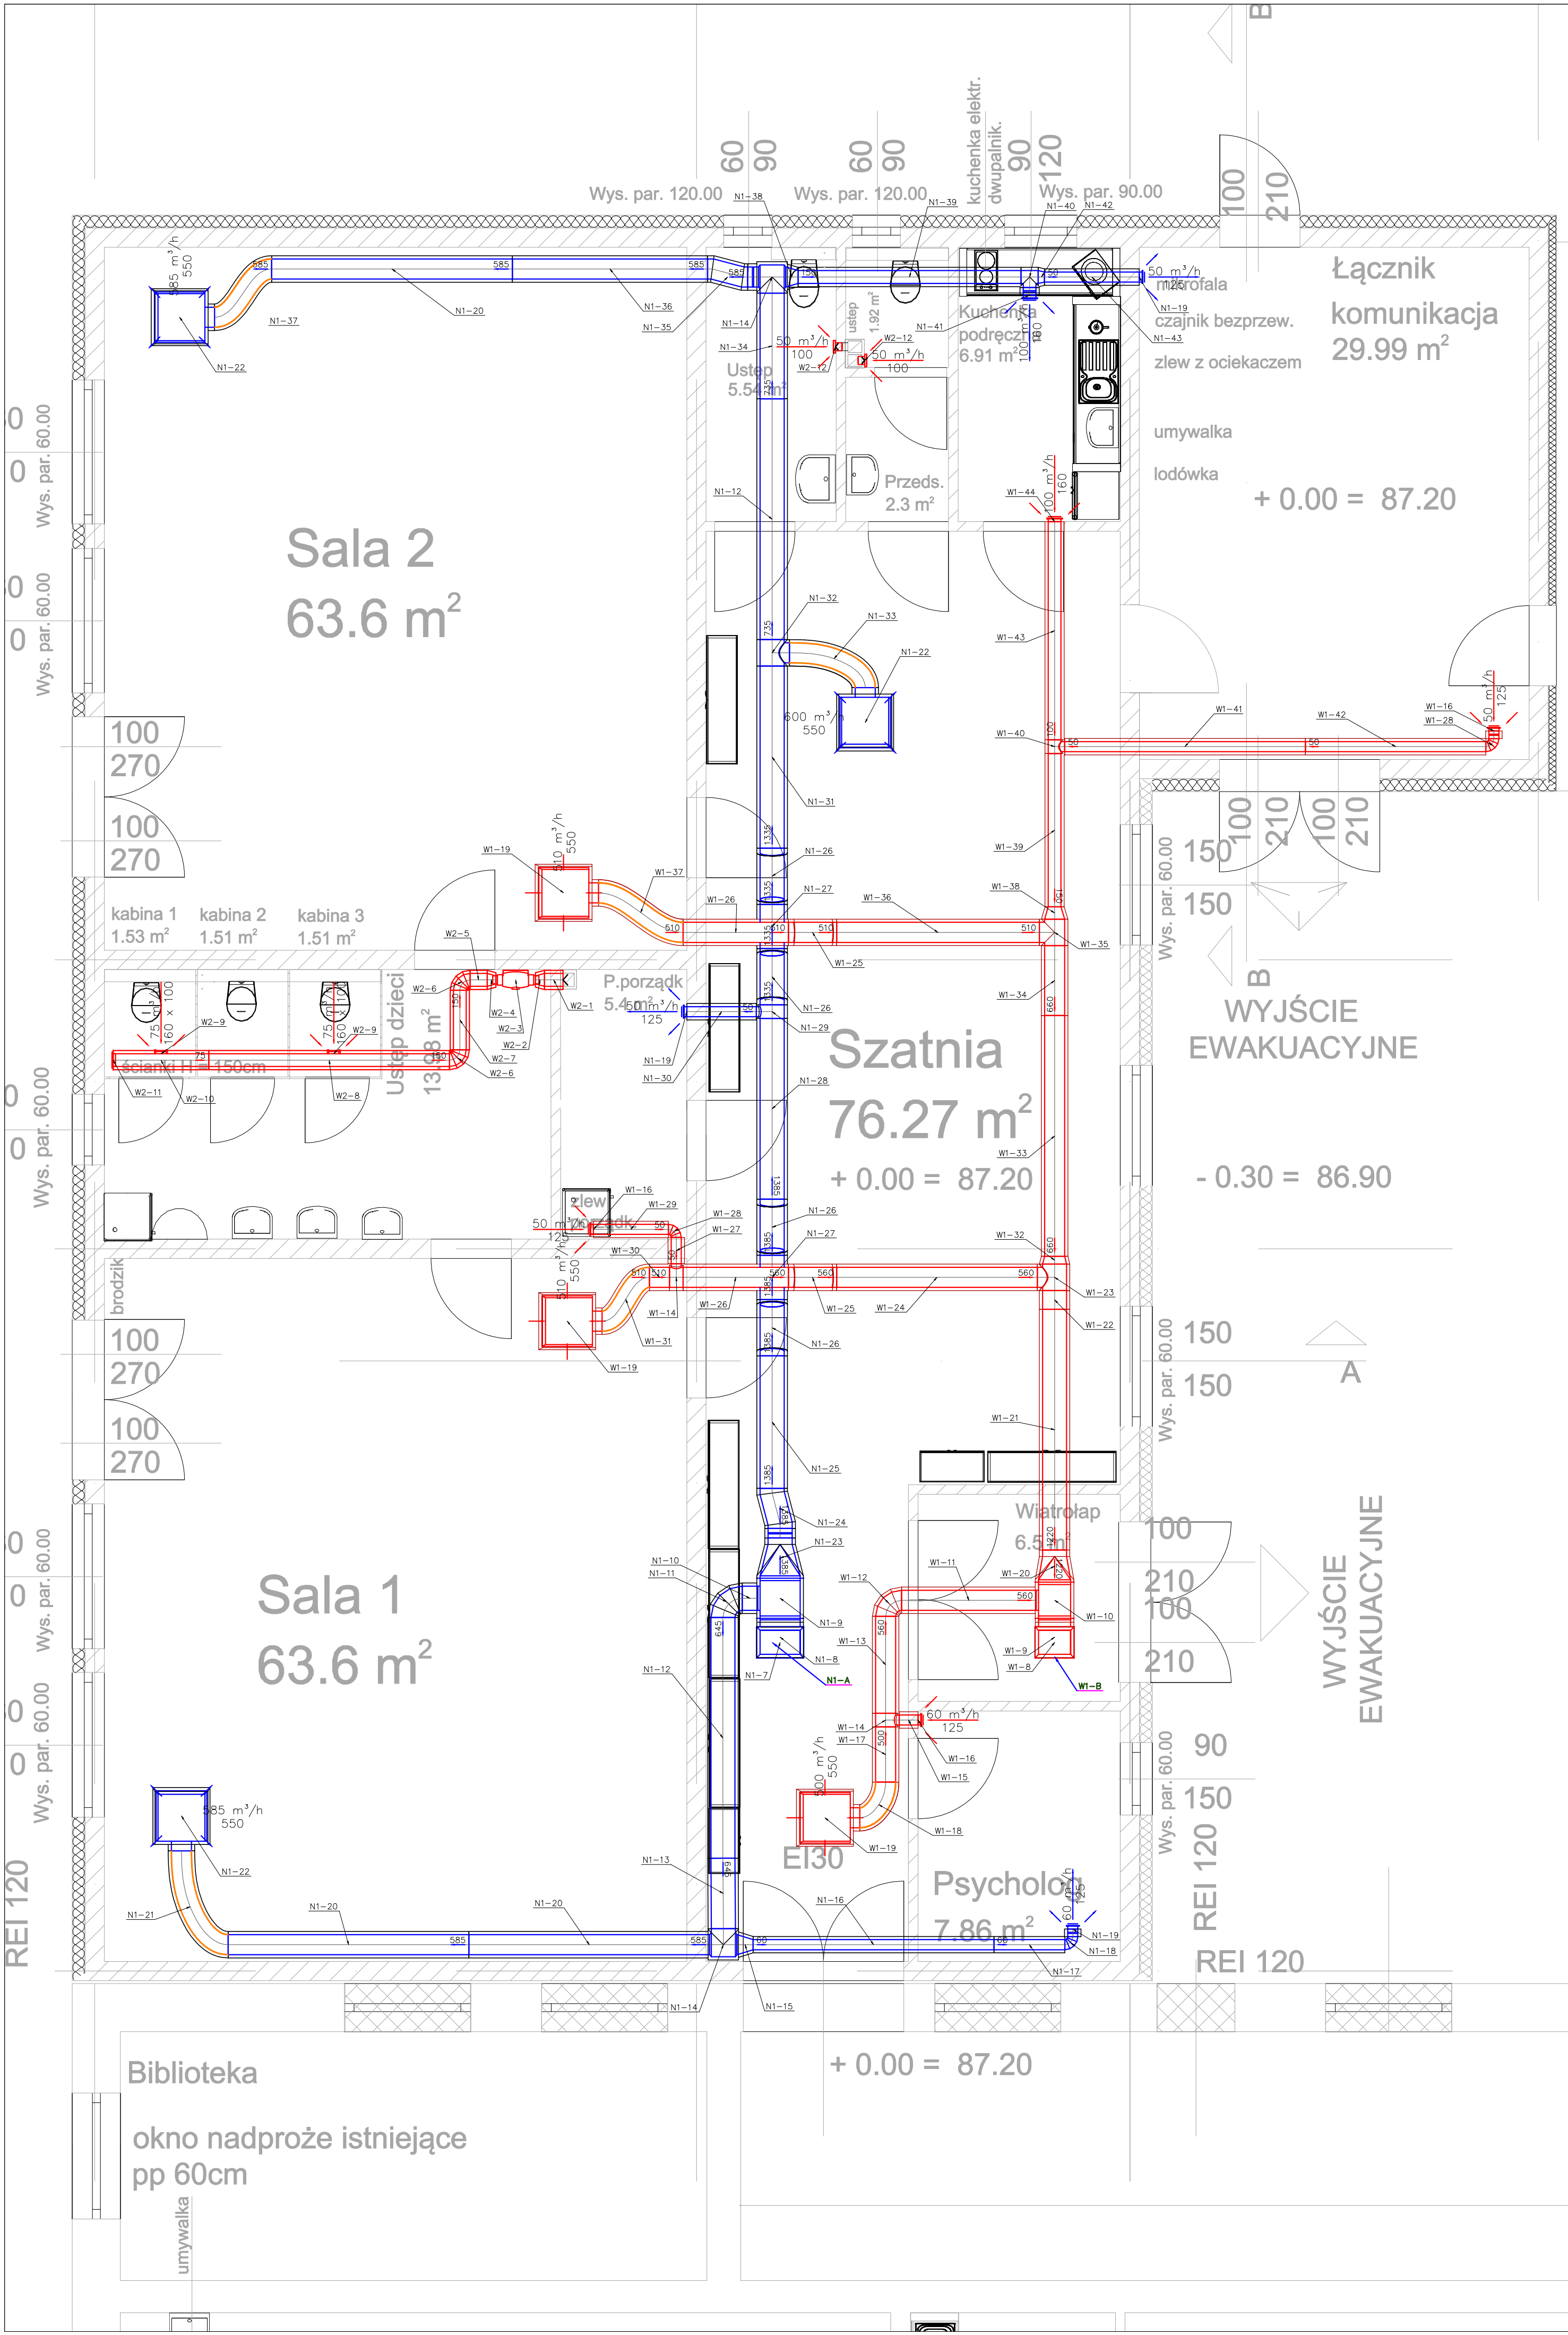

LEGENDA:
linia nawiewna
linia wywiewna

UWAGA!
1. NA ETAPIE REALIZACJI WYKONAĆ KOORDYNACJĘ ELEMENTÓW WENTYLACYJNYCH Z INSTALACJĄ ELEKTRYCZNĄ (OPRAWY OŚWIETLENIOWE).
2. CENTRALĘ WENTYLACYJNĄ WYPOSAŻYĆ W KOLANA KIERUNKOWE ZAMONTOWANE NA CZERPNI I WYRZUTNI

WOD-MAX ul. Dworcowa 49, 62-400 Sępólno			
Inwestor:	GMINA ZAGÓRZÓW		
Nazwa inwestycji:	ROZBUDOWA I PRZEBUDOWA SZKOŁY PODSTAWOWEJ W ŁUKMIUNIA NA POTRZEBY PRZEDSZKOLA		
Opracował:		mgr inż. Irmina Ziółkowska Uprawnienia budowlane WKP/0358/POOS/09 w specjalności instalacyjnej do projektowania bez ograniczeń	PROJEKT BUDOWLANY
			SKALA: 1:50
			DATA: 06.2019
		Wentylacja - Rzut	
		RYS. W1	str.