


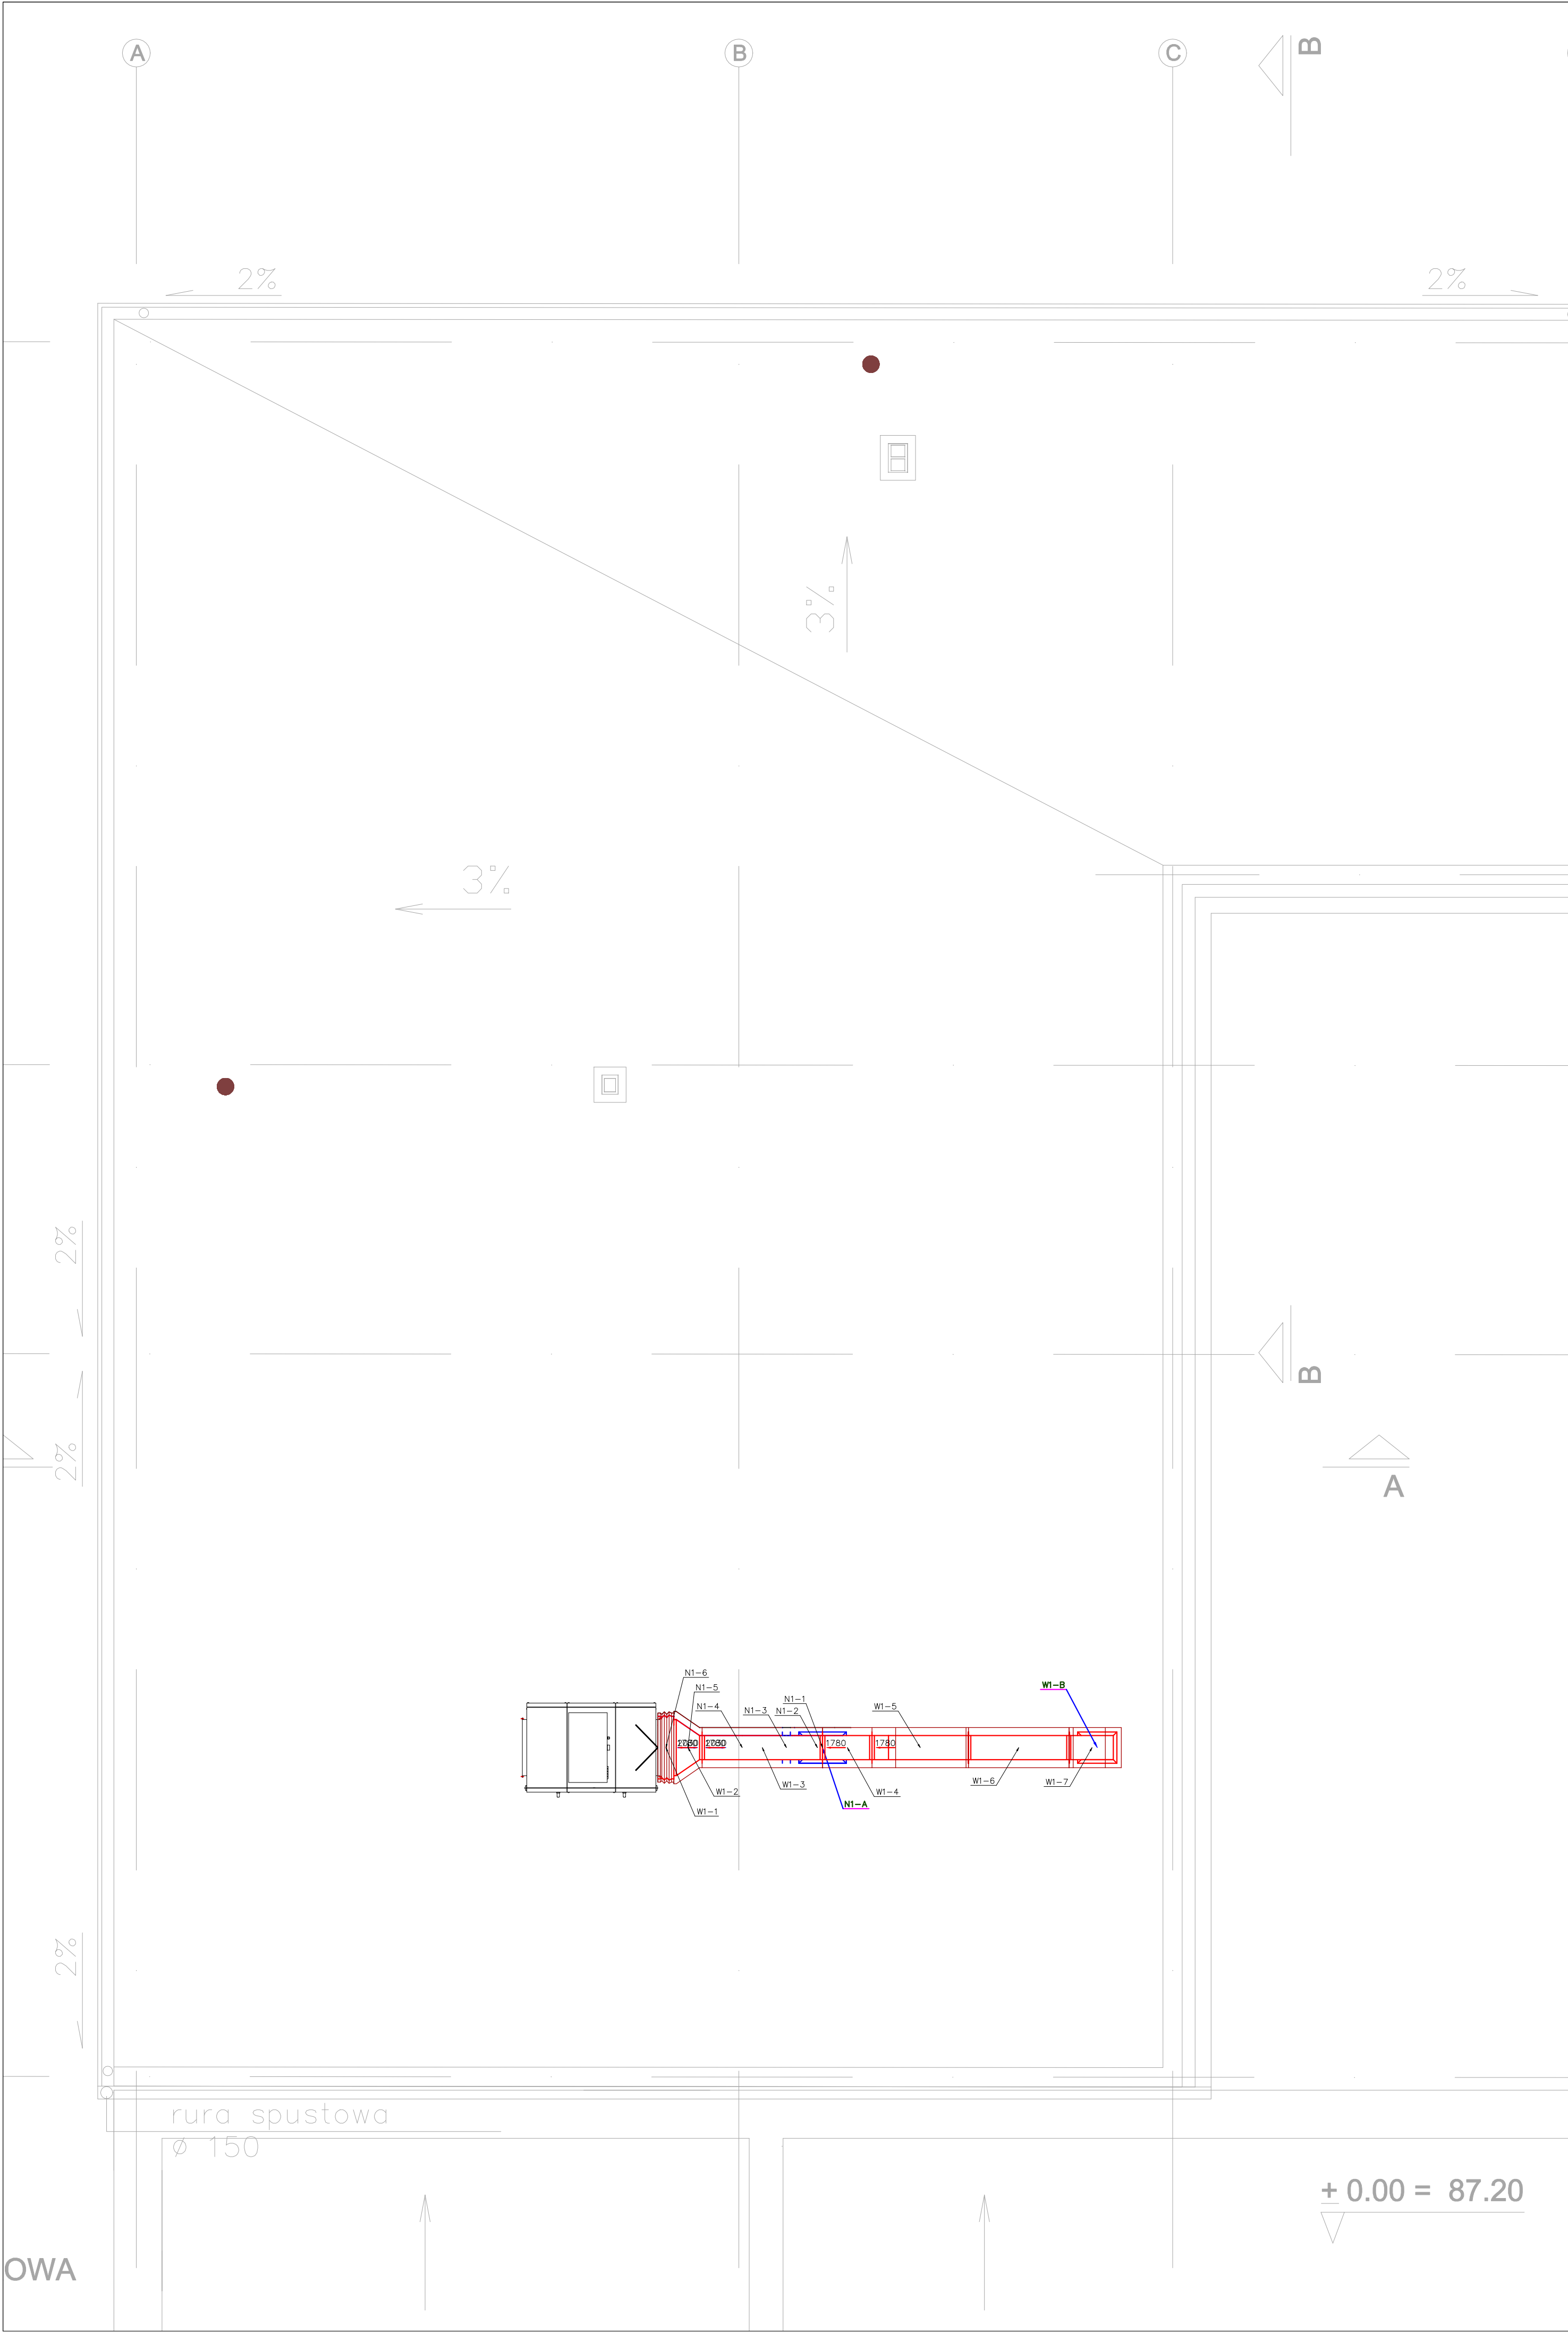

LEGENDA:
linia nawiewna
linia wywiewna

UWAGA!
1. NA ETAPIE REALIZACJI WYKONAĆ KOORDYNACJĘ
ELEMENTÓW WENTYLACYJNYCH
Z INSTALACJĄ ELEKTRYCZNĄ (OPRAWY OŚWIETLENIOWE).
2. CENTRALĘ WENTYLACYJNĄ WYPOSAŻYĆ W KOLANA
KIERUNKOWE ZAMONTOWANE NA CZERPNI I WYRZUTNI

WOD-MAX ul. Dworcowa 49, 62-400 Sępólno			
Inwestor:	GMINA ZAGÓRZÓW		
Nazwa inwestycji:	ROZBUDOWA I PRZEBUDOWA SZKOŁY PODSTAWOWEJ W ŁUKOMIUNIE NA POTRZEBY PRZEDSZKOLA		
Opracował:		PROJEKT BUDOWLANY	SKALA: 1:50
mgr inż. Irmina Ziółkowska Uprawnienia budowlane WKP/0358/POOs/09 w specjalności instalacyjnej do projektowania bez ograniczeń			DATA: 06.2019
		Wentylacja - Rzut dachu	
		RYS. W2	str.