



OBIEKT NR 7 ZBIORNIKI SBR

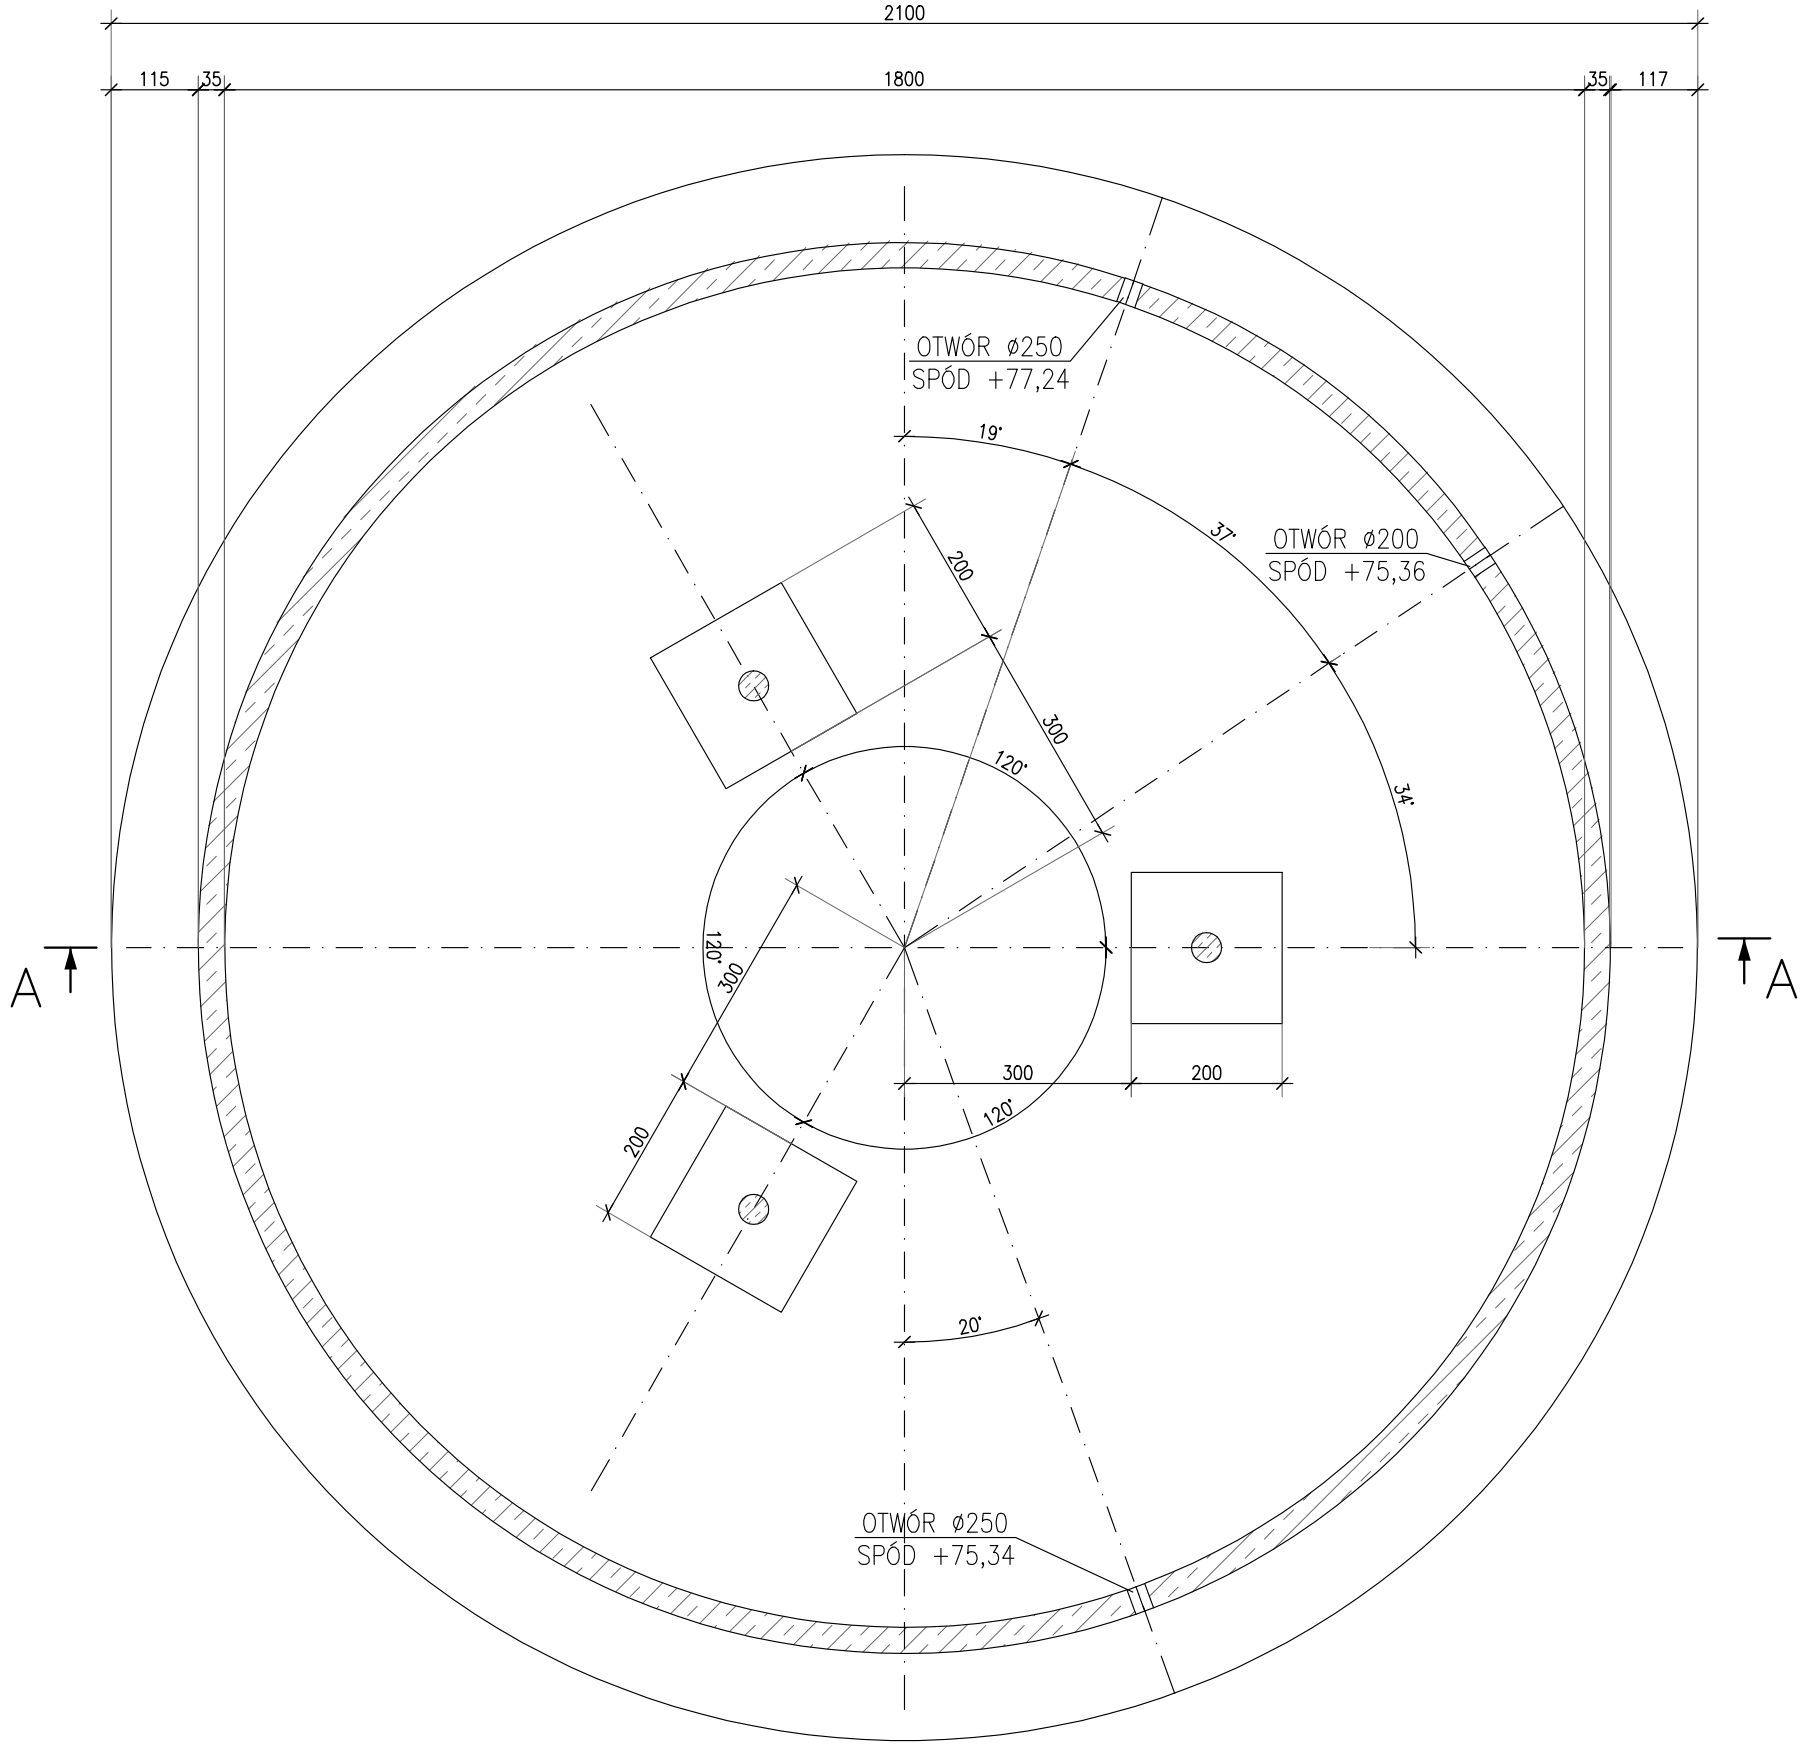


PLYTA GÓRNA

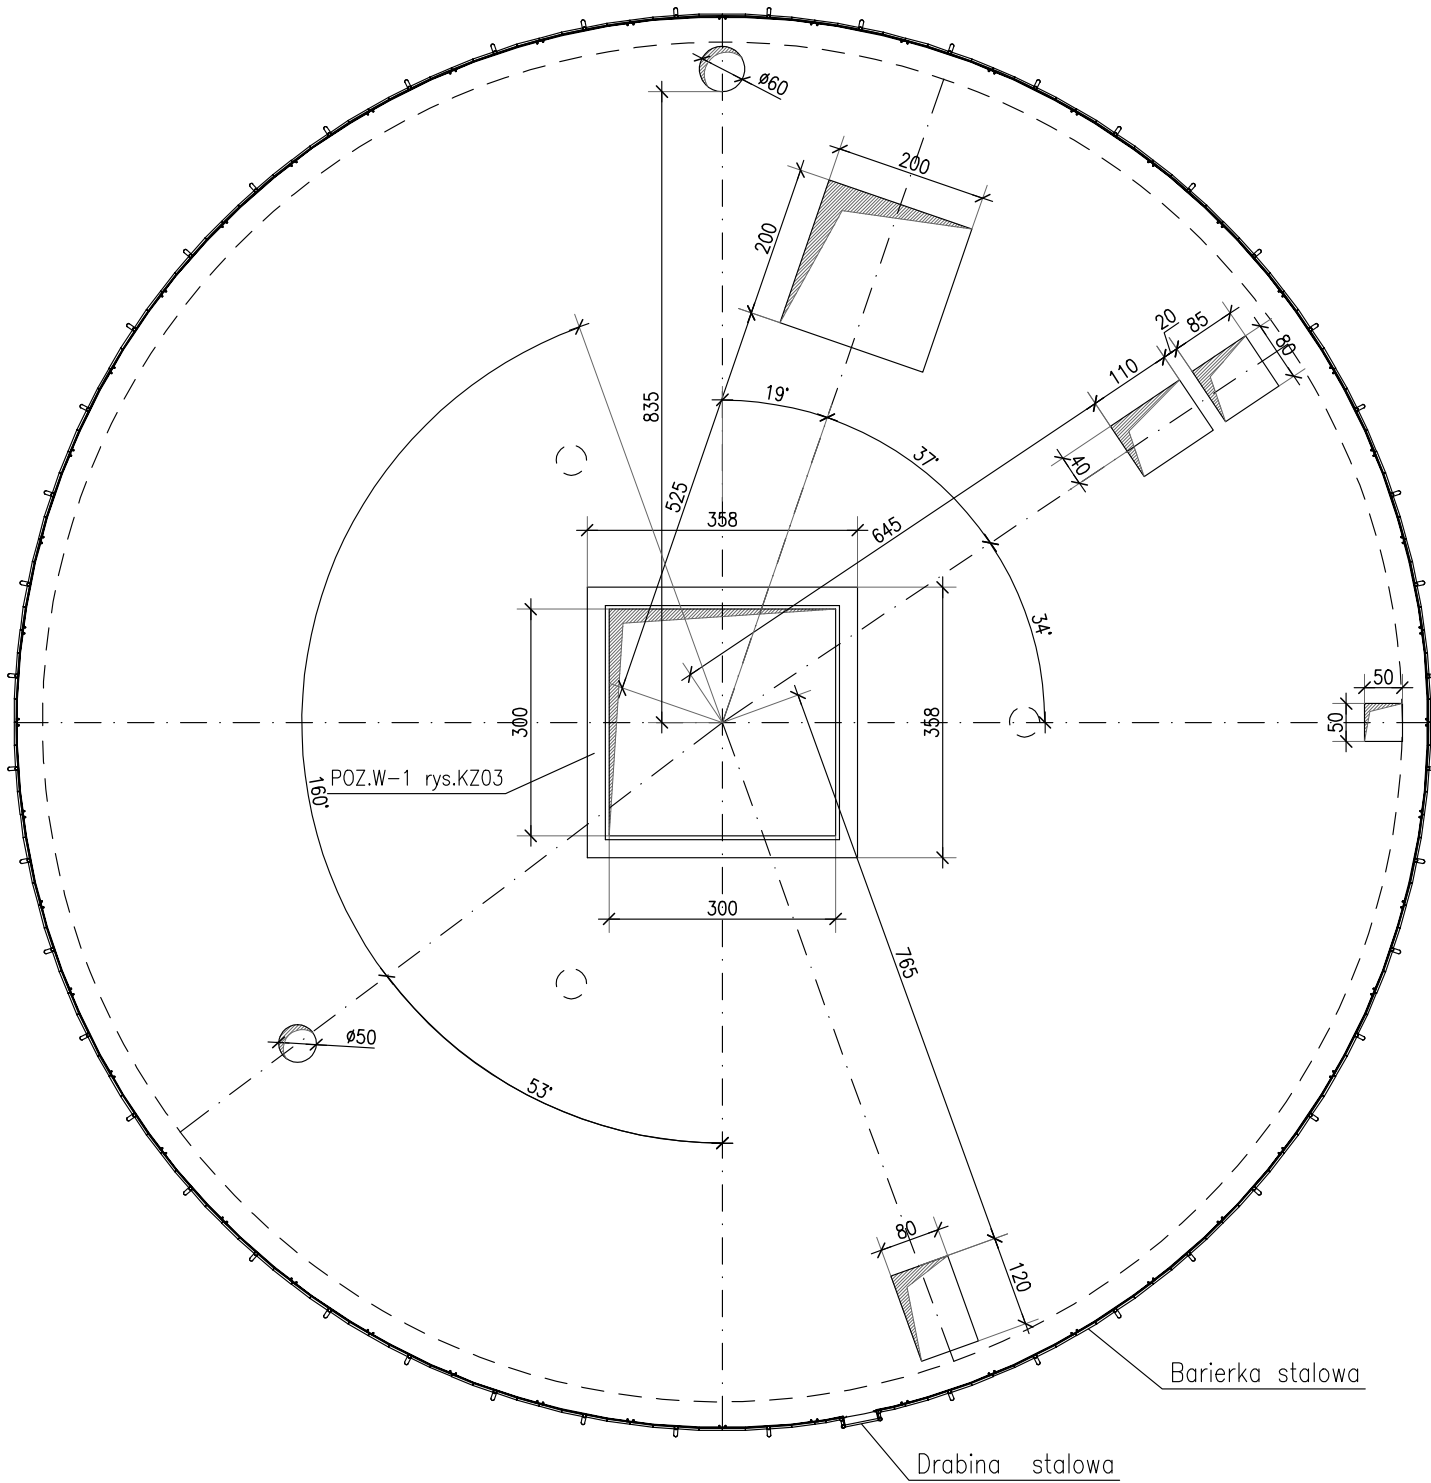

KLASA EKSPOZYCJI XC4, XD2, XA3
BETON C30/37
OTULENIE 50mm
WODOSZCZELNOŚĆ W10
MROZOODPORNOŚĆ F100
STAŁ ZBROJENIOWA A-IIIIN
STAŁ PROFILOWANA S235JR

1. POZIOMY I LOKALIZACJA ORAZ ŚREDNICE PRZEJŚĆ ZGODNIE Z RYSUNKAMI INSTALACYJNYMI
2. OTWORY W ŚCIANACH WYKONAĆ WIERTNICĄ PO ROZSZALOWANIU
3. W PŁYCE GÓRNEJ WYKONAĆ SPADKI 1% (MIN. GR. PŁYTY 25cm)
4. W ŚCIANIE ZBIORNIKA ZAMONTOWAĆ DRABINKĘ STAŁOWĄ
5. BARIERKĘ ORAZ DRABINĘ STAŁOWĄ WYKONAĆ ZGODNIE Z RYS. KS09, KS10, KS11

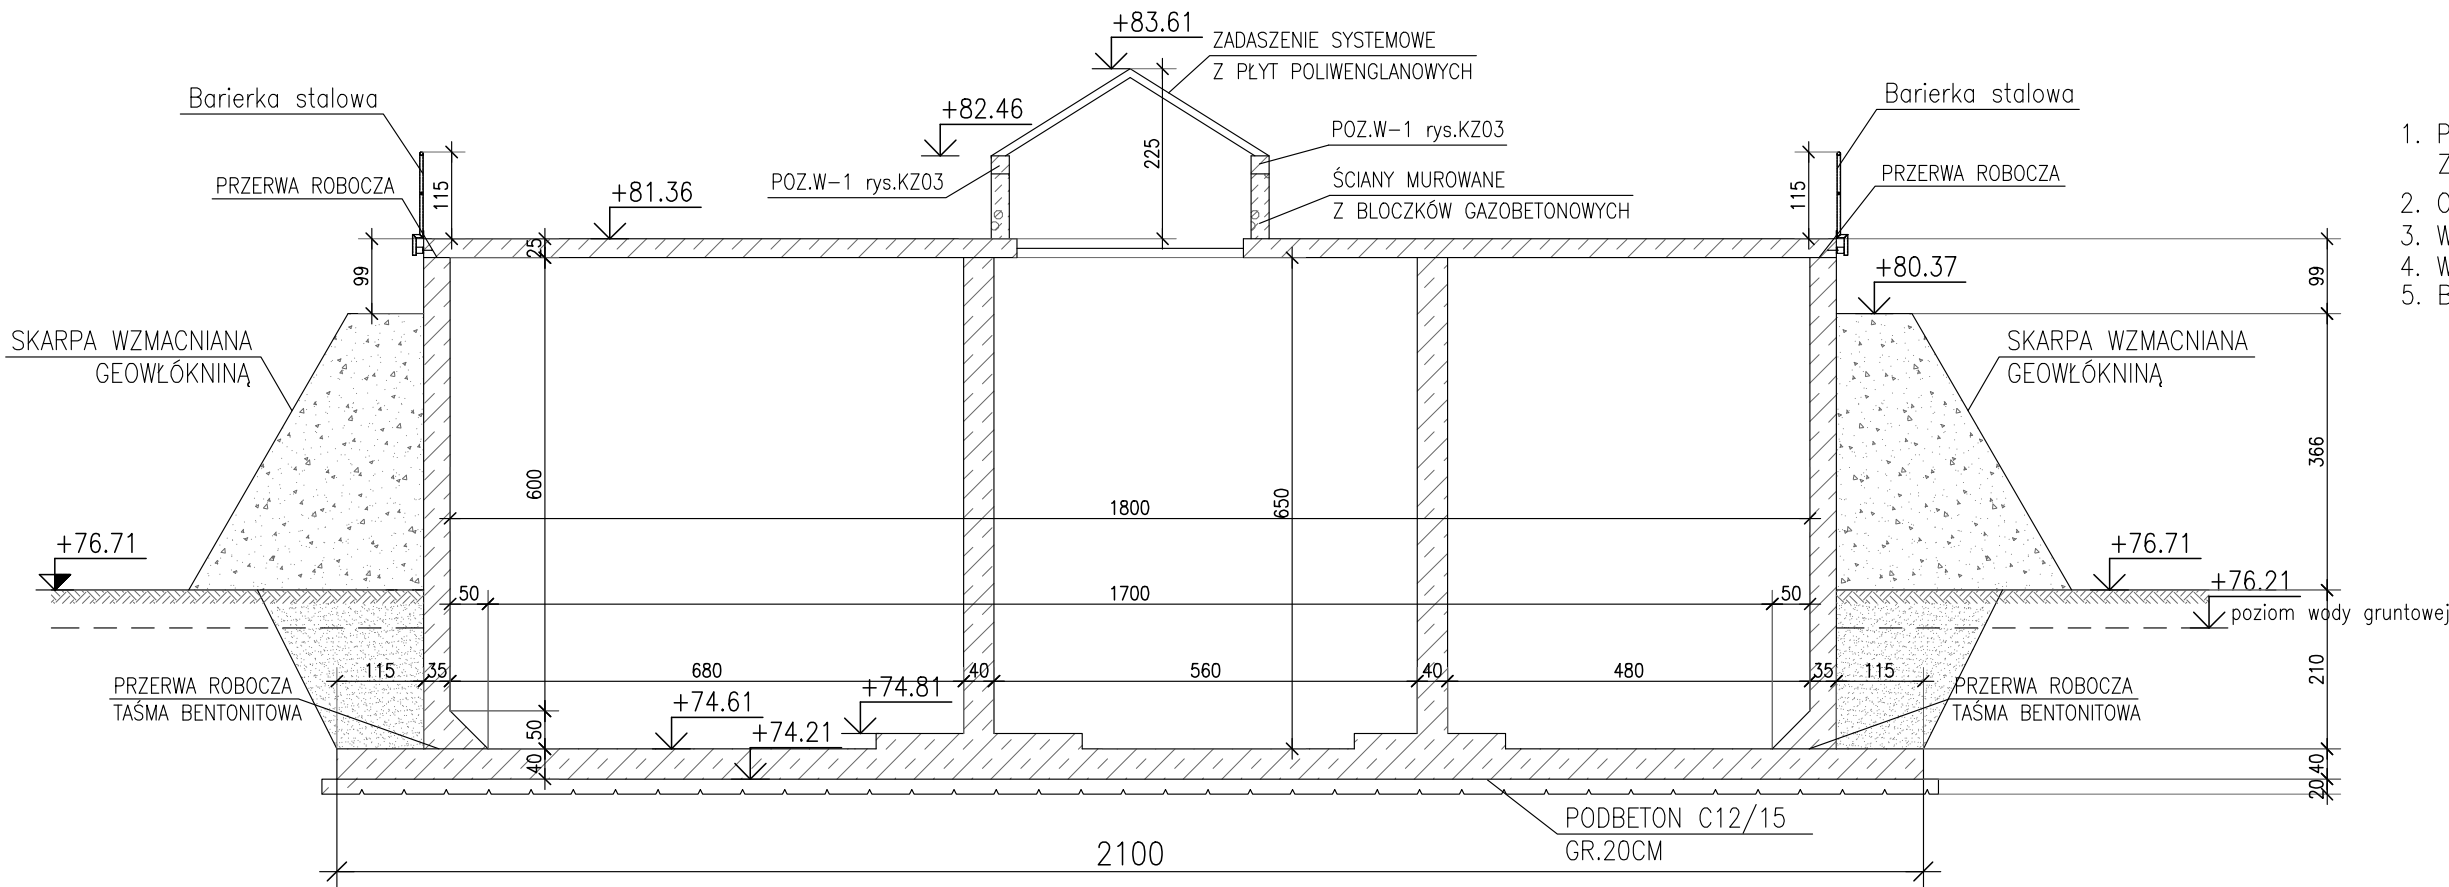

PRO-EKO Projekt Sp. z o.o. Konin Plac Niepodległości 1 62-510 Konin tel./fax 063-244-14-40			
Inwestor: ZAKŁAD GOSPODARKI KOMUNALNEJ I USŁUG WODNYCH ul.Przemysłowa 5, 62-410 Zagórów			
Projektował:	mgr inż. Jacek Kryse upr. budowlane do projektowania bez ograniczeń w specjalności konstrukcyjno-budowlanej WKP/0224/POOK/08	Data:	06.2015
Sprawił:	mgr inż. Marcin Dechnik upr. budowlane do projektowania bez ograniczeń w specjalności konstrukcyjno-budowlanej WKP/0260/POOK/09	Data:	06.2015
Opracowała:	mgr inż. Agnieszka Rusiecka	Data:	06.2015
Nazwa zadania :	ROZBUDOWA I MODERNIZACJA OCZYSZCZALNI ŚCIEKÓW DLA GMINY ZAGÓRÓW		
Temat rysunku :	Obiekt nr 7, Zbiornik SBR.	SKALA 1:100	NR RYSUNKU KW05
Branża:	Konstrukcyjna	Stadium:	Projekt Wykonawczy