



OBIEKT NR 5 PRZEPOMPOWNIA P2


PRZEKRÓJ A-A

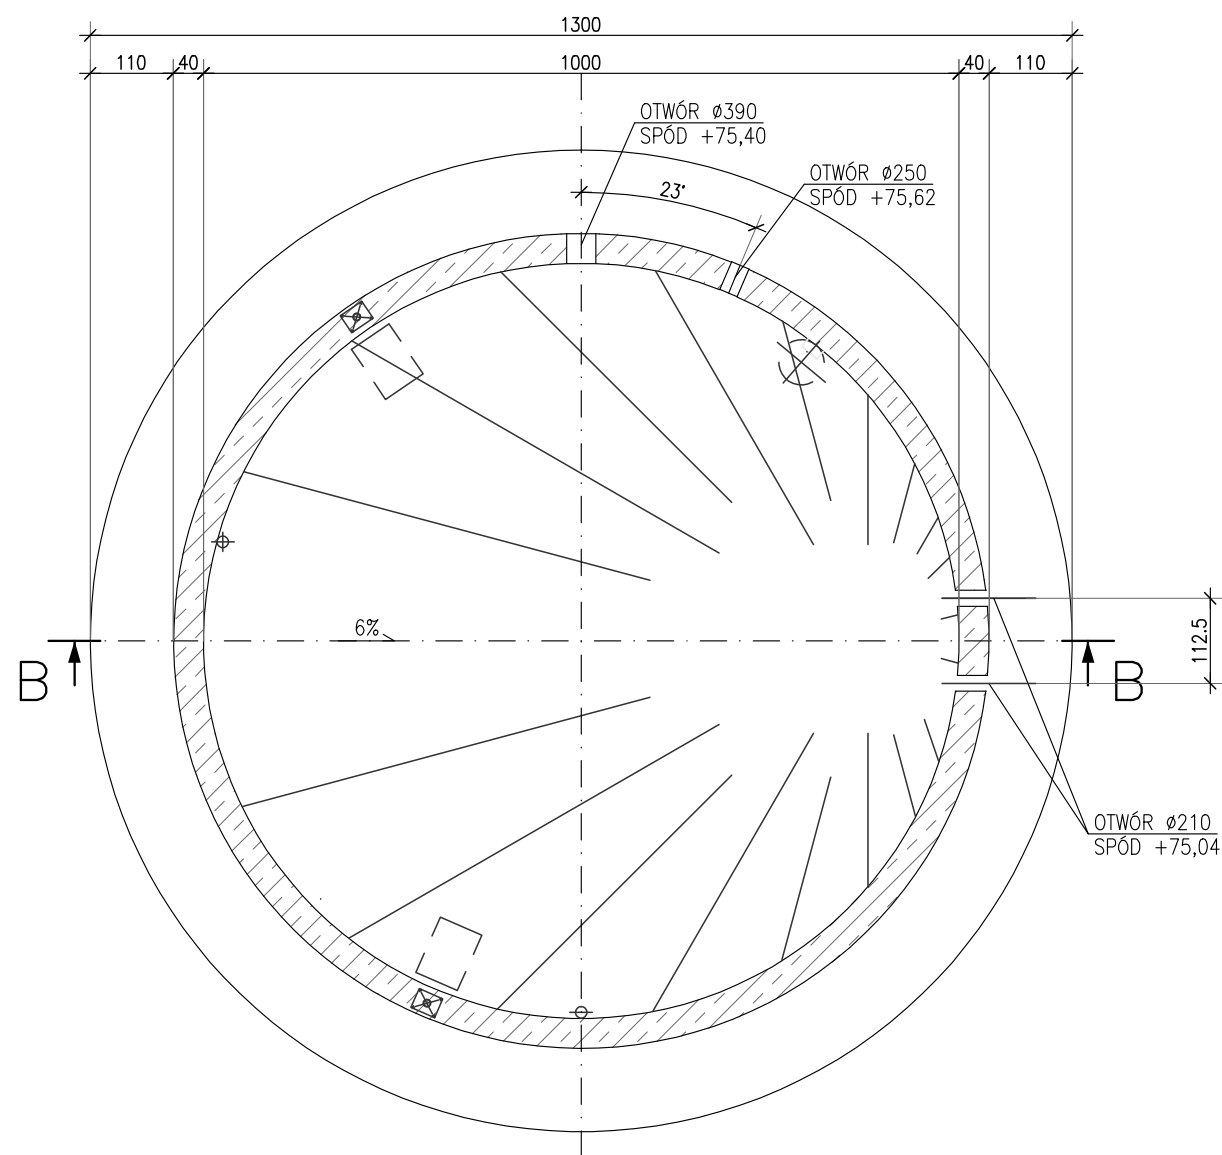

PRZEKRÓJ B-B

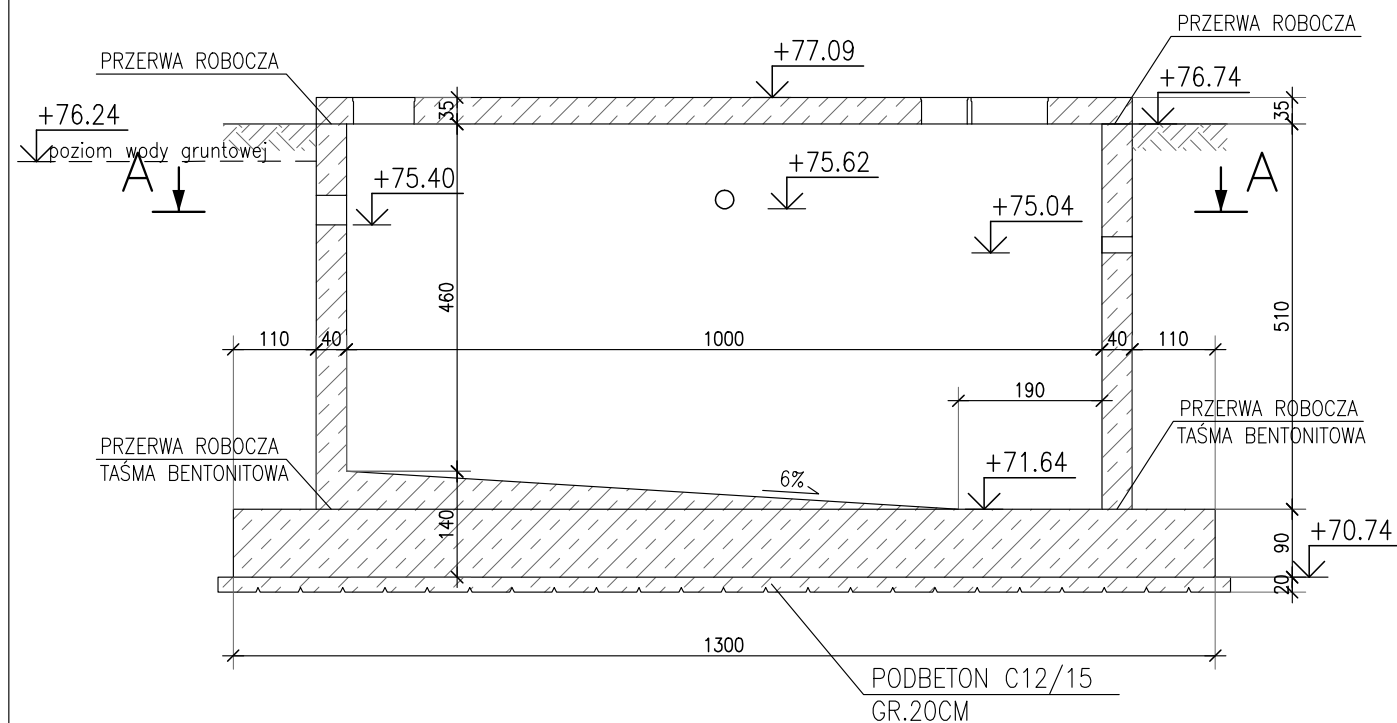

PŁYTA GÓRNA

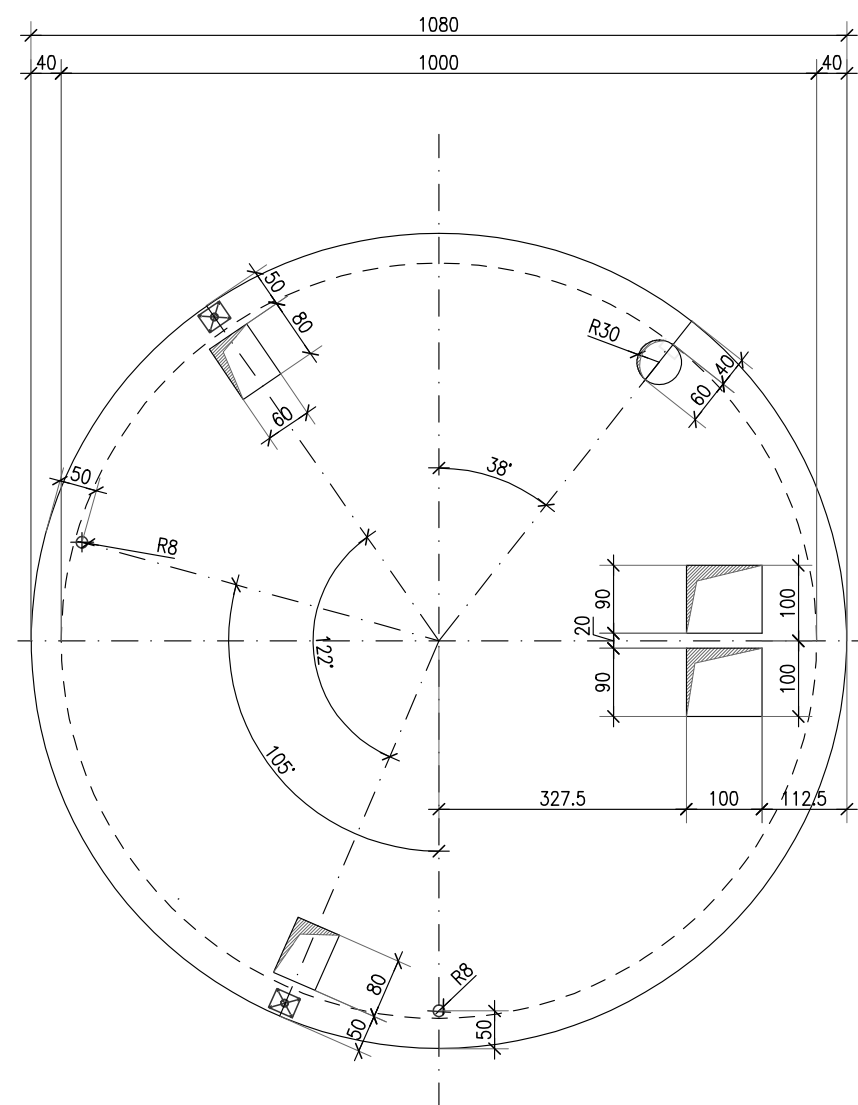

KLASA EKSPOZYCJI XC4, XD2, XA3
BETON C30/37
OTULENIE 50mm
WODOSZCZELNOŚĆ W10
MROZODPORNOŚĆ F100
STAŁ ZBROJENIOWA A-IIIIN

- UWAGA:
1. POZIOMY I LOKALIZACJA ORAZ ŚREDNICE PRZEJŚĆ ZGODNIE Z RYSUNKAMI INSTALACYJNYMI
 2. OTWORY W ŚCIANACH WYKONAĆ WIERTNICĄ PO ROZSZALOWANIU
 3. W ZBIORNIKU ZAMONTOWAĆ DRABINKĘ SYSTEMOWĄ

PEP PRO-EKO Projekt Sp. z o.o. Konin Plac Niepodległości 1 62-510 Konin tel./fax 063-244-14-40			
Inwestor: ZAKŁAD GOSPODARKI KOMUNALNEJ I USŁUG WODNYCH ul.Przemysłowa 5, 62-410 Zagórów			
Projektował:	mgr inż. Jacek Kryski upr. budowlane do projektowania bez ograniczeń w specjalności konstrukcyjno-budowlanej WKP/0224/POOK/08	Data:	06.2015
Sprawdził:	mgr inż. Marcin Dechnik upr. budowlane do projektowania bez ograniczeń w specjalności konstrukcyjno-budowlanej WKP/0260/POOK/09	Data:	06.2015
Opracowała:	mgr inż. Agnieszka Rusiecka	Data:	06.2015
Nazwa zadania :	ROZBUDOWA I MODERNIZACJA OCZYSZCZALNI ŚCIEKÓW DLA GMINY ZAGÓRÓW		
Temat rysunku :	Obiekt nr 5, Przepompownia P2	SKALA 1:100	NR RYSUNKU KW06
Branża:	Konstrukcyjna	Stadium:	Projekt Wykonawczy