


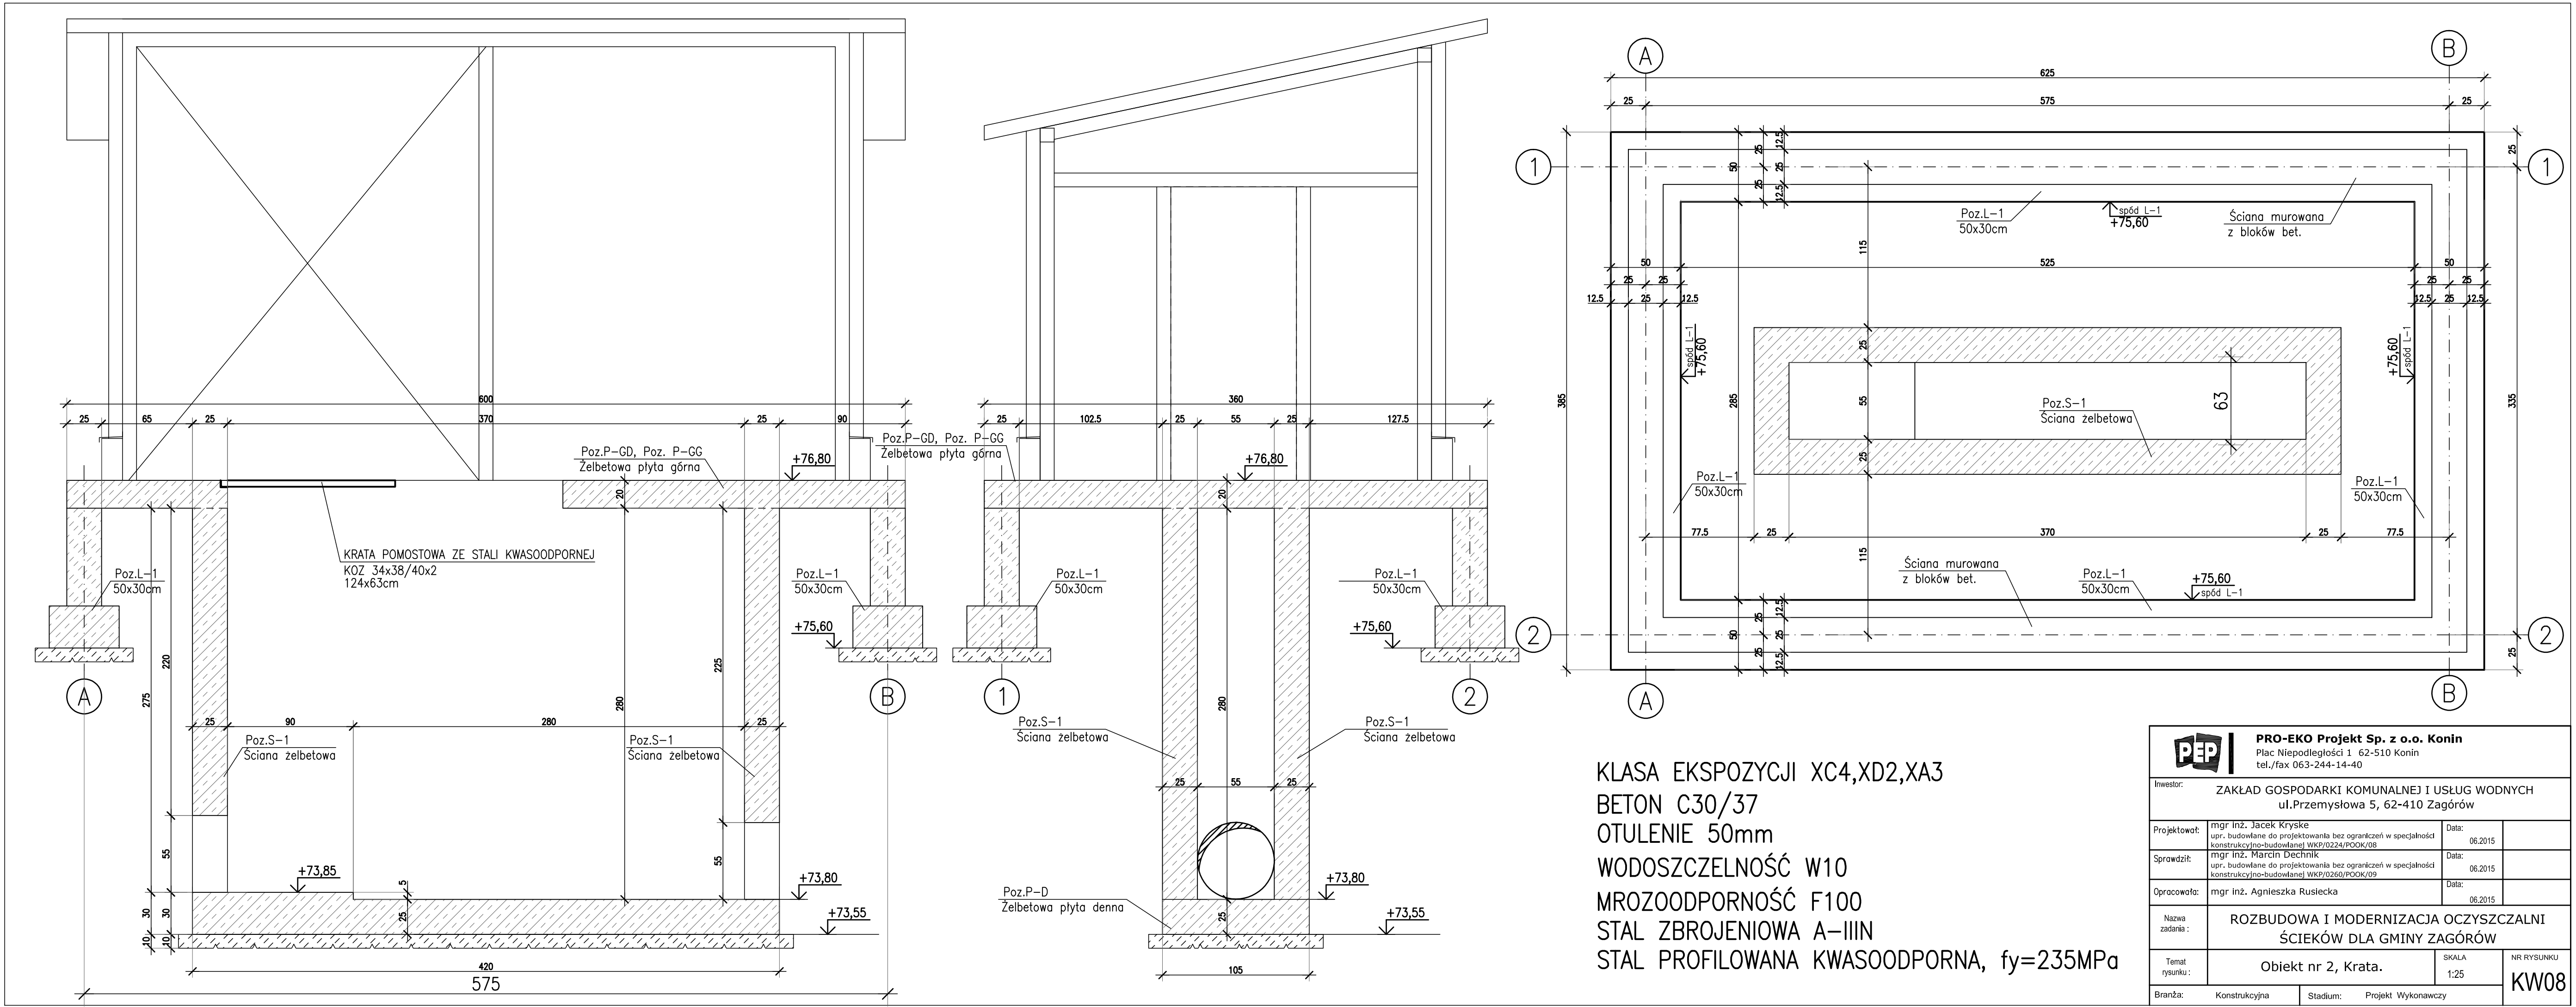

KLASA EKSPOZYCJI XC4, XD2, XA3
BETON C30/37
OTULENIE 50mm
WODOSZCZELNOŚĆ W10
MROZOODPORNOŚĆ F100
STAL ZBROJENIOWA A-IIIIN
STAL PROFILOWANA KWAŚOODPORNA, $f_y=235MPa$

PEP PRO-EKO Projekt Sp. z o.o. Konin Plac Niepodległości 1 62-510 Konin tel./fax 063-244-14-40			
Inwestor: ZAKŁAD GOSPODARKI KOMUNALNEJ I USŁUG WODNYCH ul.Przemysłowa 5, 62-410 Zagórów			
Projektował:	mgr inż. Jacek Kryskie upr. budowlane do projektowania bez ograniczeń w specjalności konstrukcyjno-budowlanej WKP/0224/POOK/08	Data:	06.2015
Sprawdził:	mgr inż. Marcin Dechniak upr. budowlane do projektowania bez ograniczeń w specjalności konstrukcyjno-budowlanej WKP/0260/POOK/09	Data:	06.2015
Opracował:	mgr inż. Agnieszka Rusiecka	Data:	06.2015
Nazwa zadania:	ROZBUDOWA I MODERNIZACJA OCZYSZCZALNI ŚCIEKÓW DLA GMINY ZAGÓRÓW		
Temat rysunku:	Objekt nr 2, Krata.	SKALA 1:25	NR RYSUNKU KW08
Branża:	Konstrukcyjna	Stadium:	Projekt Wykonawczy