




PRZEPOMPOWNIA P-1
PŁYTA GÓRNA-SZALUNEK
SKALA 1:50

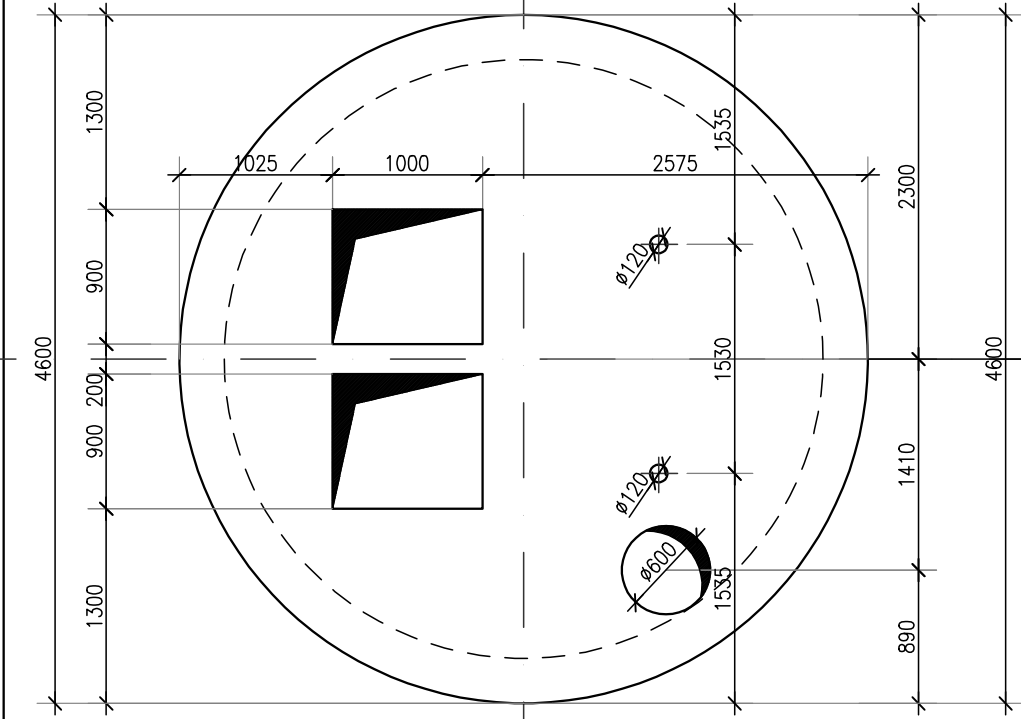

POZ.P-G PŁYTA GÓRNA- ZBROJENIE DOLNE I GÓRNE
SKALA 1:50

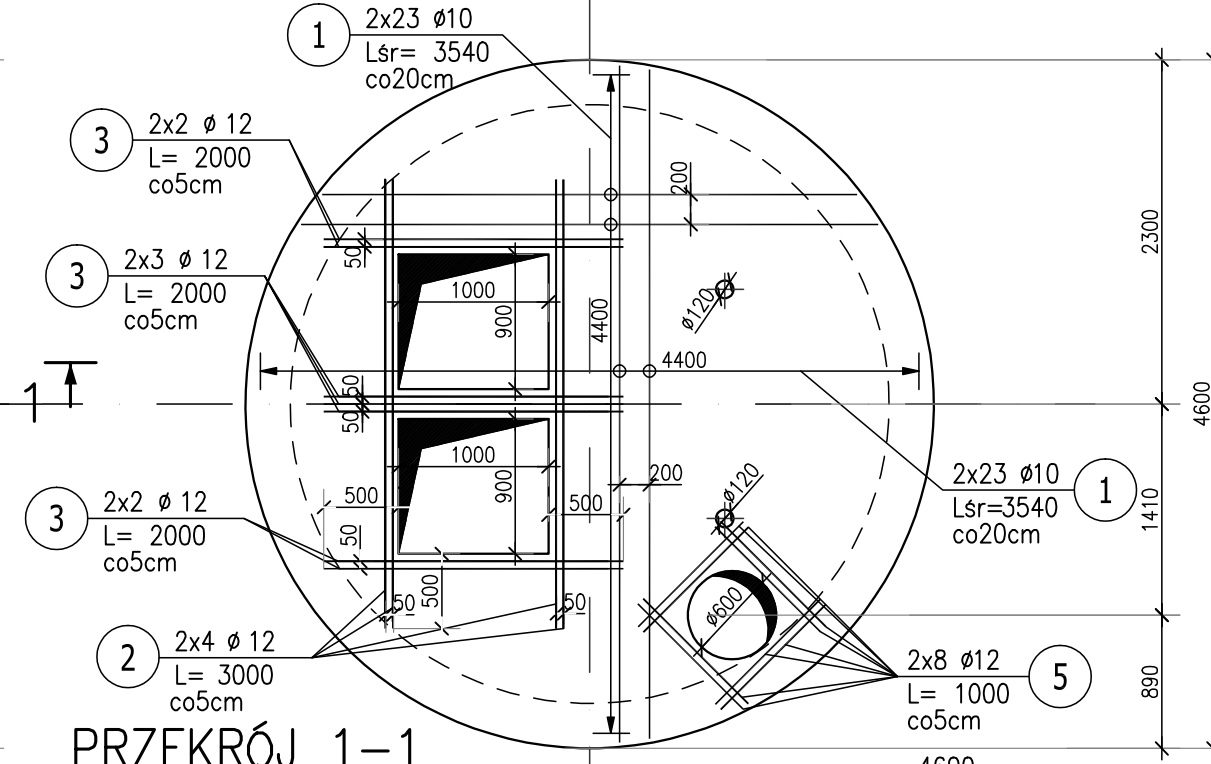


Przekrój A-A
SKALA 1:50

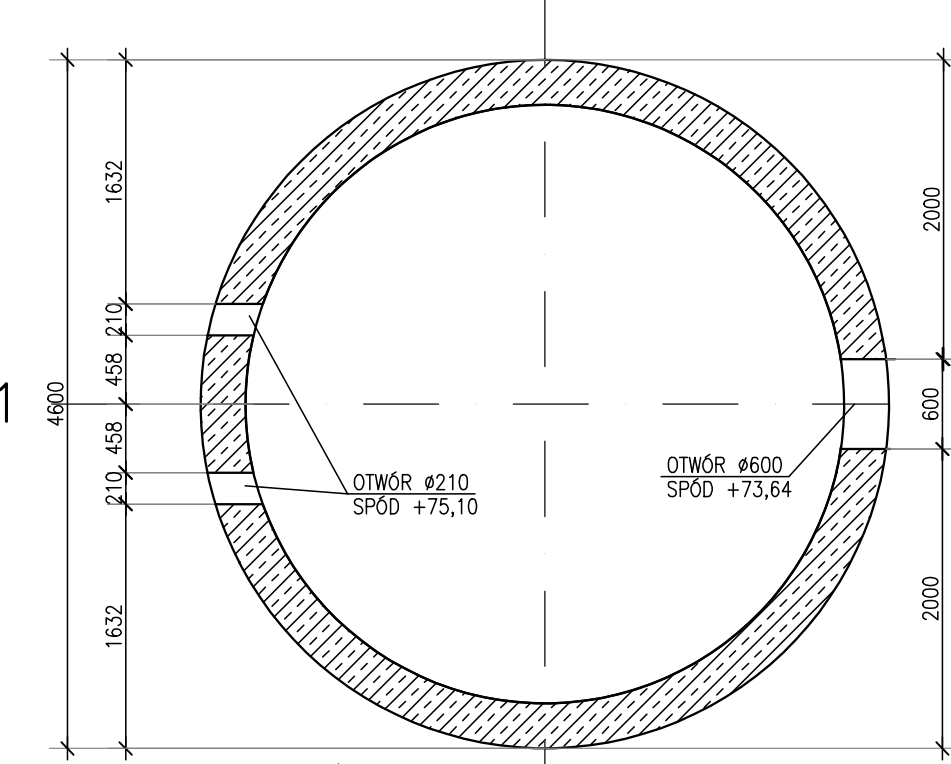

KLASA EKSPOZYCJI XC4, XD2, XA3
BETON C30/37
WODOSZCZELNOŚĆ W10
MROZOODPORNOŚĆ F100
PŁYTA DENNA
OTULENIE 50mm
STAL ZBROJENIOWA A-IIIN

UWAGA:
1.DOKŁADNA LOKALIZACJA OTWÓRÓW W ŚCIANACH ZBIORNIKA ZGODNIE Z RYSUNKAMI INSTALACYJNYMI
2.POŁĄCZENIA MIĘDZY KRĘGAMI ORAZ PRZEJŚCIA INSTALACYJNE WYKONAĆ JAKO SZCZELNE ZGODNIE Z TECHNOLOGIĄ DOSTAWCY STUDNI.
3.ZBROJENIE W MIEJSCU OTWORÓW WYCIĄĆ.

PRZĘKRÓJ 1-1
SKALA 1:25


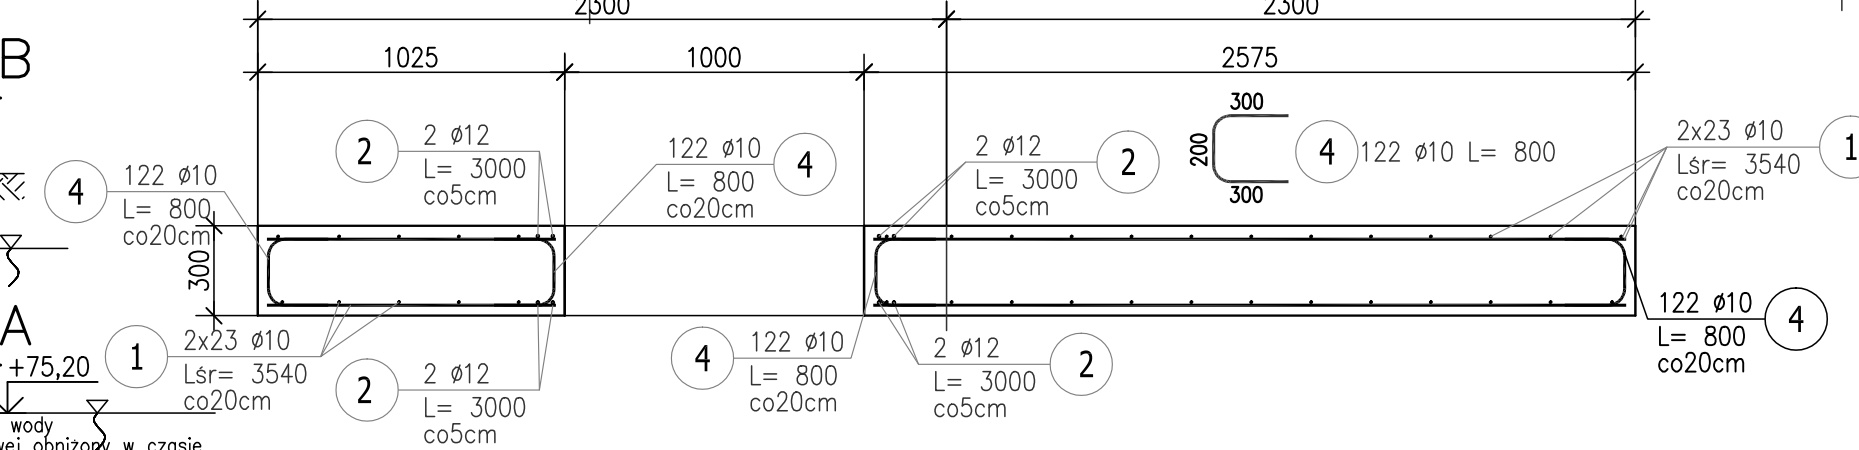


ZESTAWIENIE STALI ZBROJENIOWEJ

POZ.	NR PRĘTA	Ø [mm]	DŁUGOŚĆ [m]	ILOŚĆ			DŁ. ŁĄCZNA [m]		
				PRĘTÓW	x POZ.	RAZEM	RB 500W		
							Ø10	Ø12	Ø16
Poz. P-D – Płyta denną – 1 szt.									
P-D	1	16	3.800	46	1	46			174.80
	2	16	3.040	46	1	46			139.84
Poz. P-G – Płyta górna – 1 szt.									
P-G	1	10	3.540	92	1	92	325.68		
	2	12	3.000	8	1	8		24.00	
	3	12	2.000	14	1	14		28.00	
	4	10	0.800	122	1	122	97.60		
	5	12	1.000	16	1	16		16.00	

DŁUGOŚĆ RAZEM [m]	423.28	68.00	314.64
DŁUGOŚĆ RAZEM+10% [m]	465.61	74.80	346.10
MASA JEDNOSTKOWA [kg/m]	0.617	0.888	1.578
MASA [kg]	261.16	60.38	496.50
MASA+10% [kg]	287.28	66.42	546.15
MASA CAŁKOWITA [kg]	818.05		
MASA CAŁKOWITA+10% [kg]	899.86		

- Opis kształtu pręta: PN-EN ISO 3766 metoda B (osiowo)
- Opis długości haka: odcinek prosty
- Długość pręta L: suma wymiarów osiowych

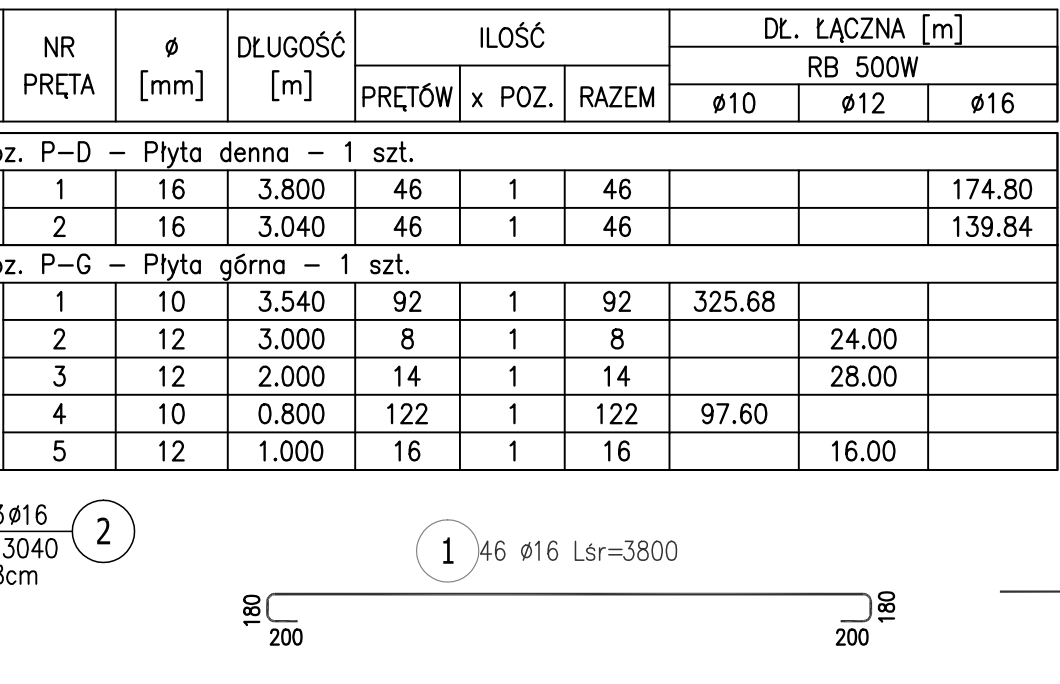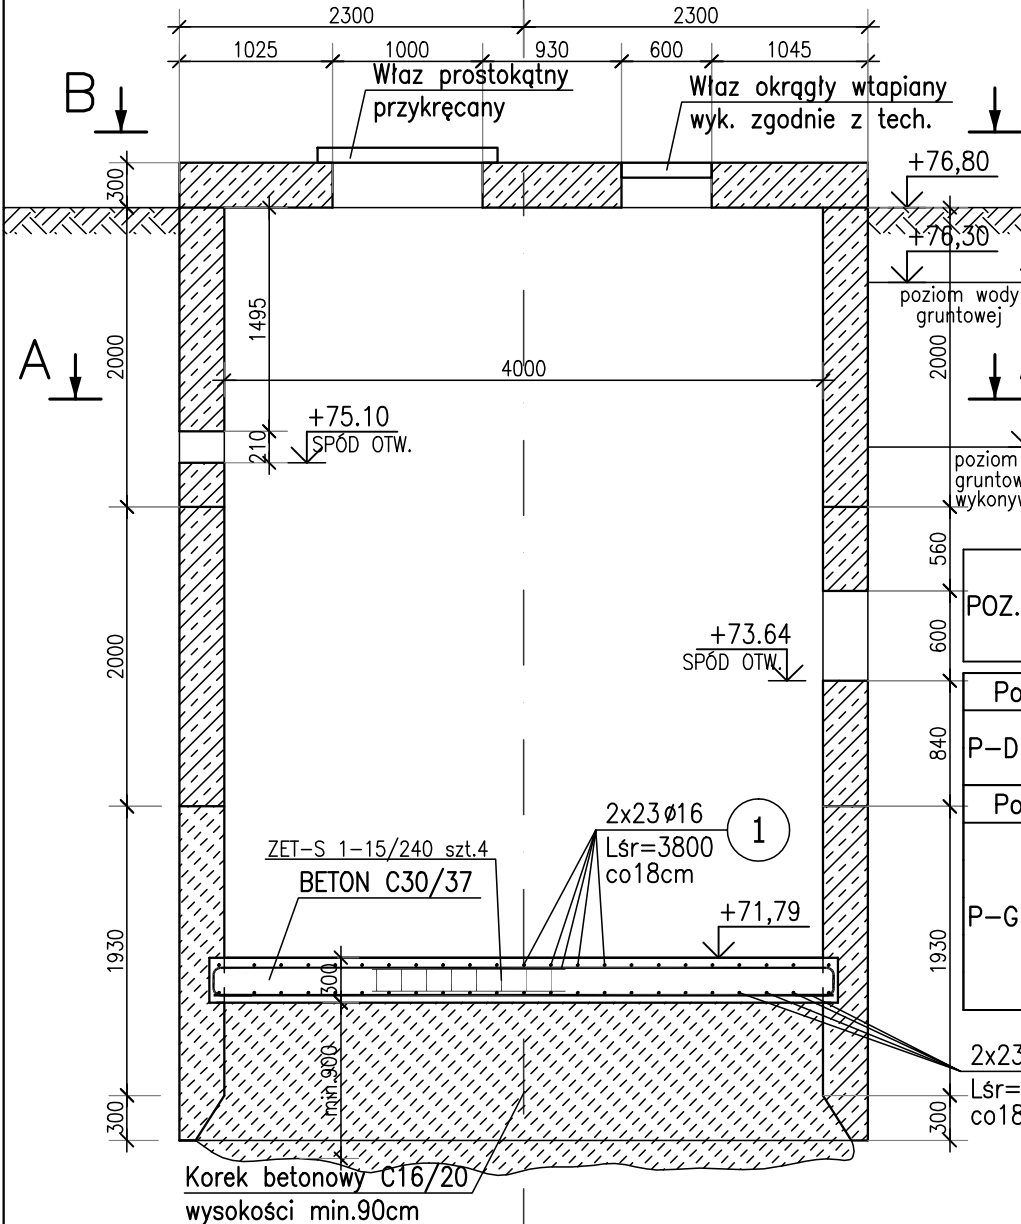

- Opis kształtu pręta: PN-EN ISO 3766 metoda B (osiowo)
- Opis długości haka: odcinek prosty
- Długość pręta L: suma wymiarów osiowych

PRO-EKO Projekt Sp. z o.o. Konin Plac Niepodległości 1 62-510 Konin tel./fax 063-244-14-40			
Inwestor:	ZAKŁAD GOSPODARKI KOMUNALNEJ I USŁUG WODNYCH ul.Przemysłowa 5, 62-410 Zagórz		
Projektował:	mgr inż. Jacek Kryśke upr. budowlane do projektowania bez ograniczeń w specjalności konstrukcyjno-budowlanej WKP/0224/POOK/08	Data:	06.2015
Sprawdził:	mgr inż. Marcin Dechnik upr. budowlane do projektowania bez ograniczeń w specjalności konstrukcyjno-budowlanej WKP/0260/POOK/09	Data:	06.2015
Opracował:	mgr inż. Agnieszka Rusiecka	Data:	06.2015
Nazwa zadania:	ROZBUDOWA I MODERNIZACJA OCZYSZCZALNI ŚCIEKÓW DLA GMINY ZAGÓRZ		
Temat rysunku:	Obiekt nr 3, Przepompownia ścieków P1, studnia zapuszczana.	SKALA 1:50	NR RYSUNKU KW09
Branża:	Konstrukcyjna	Stadium:	Projekt Wykonawczy