




PRZEPOMPOWNIA P-3
PŁYTA GÓRNA-SZALUNEK
SKALA 1:50

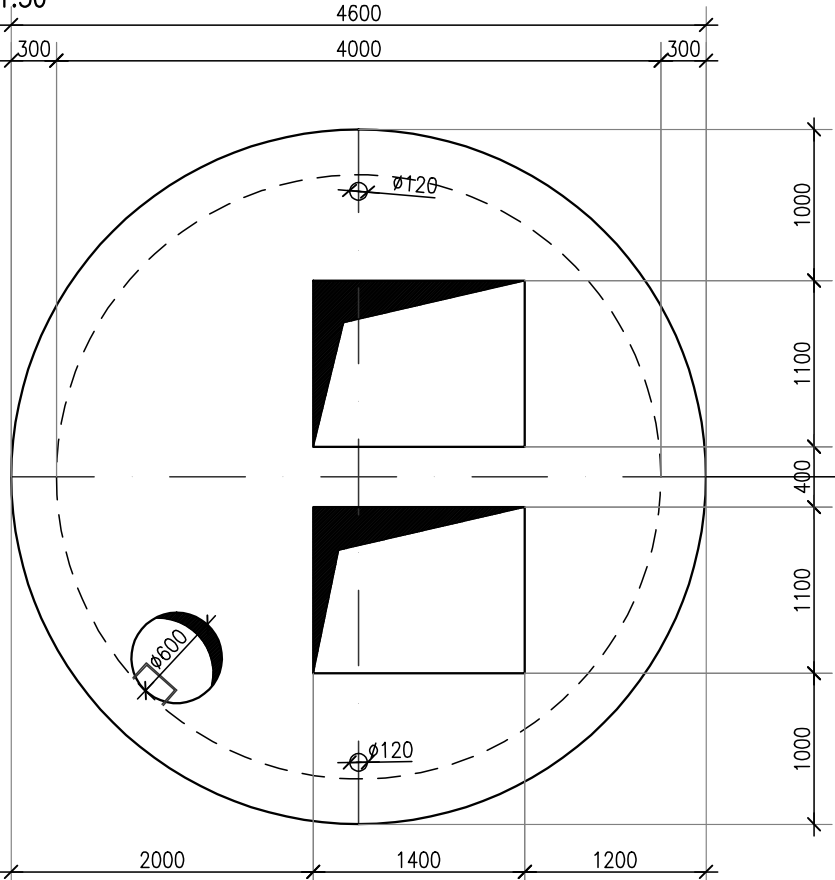

POZ.P-G PŁYTA GÓRNA- ZBROJENIE DOLNE I GÓRNE
SKALA 1:50

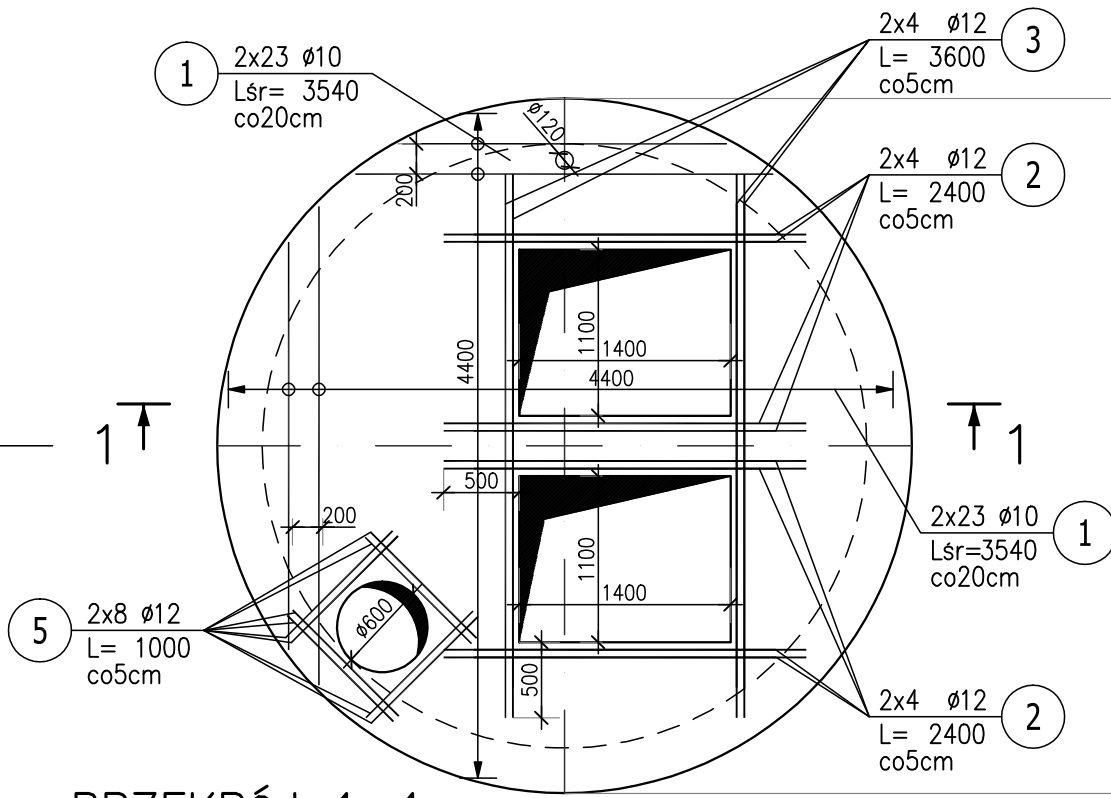


Przekrój A-A
SKALA 1:50

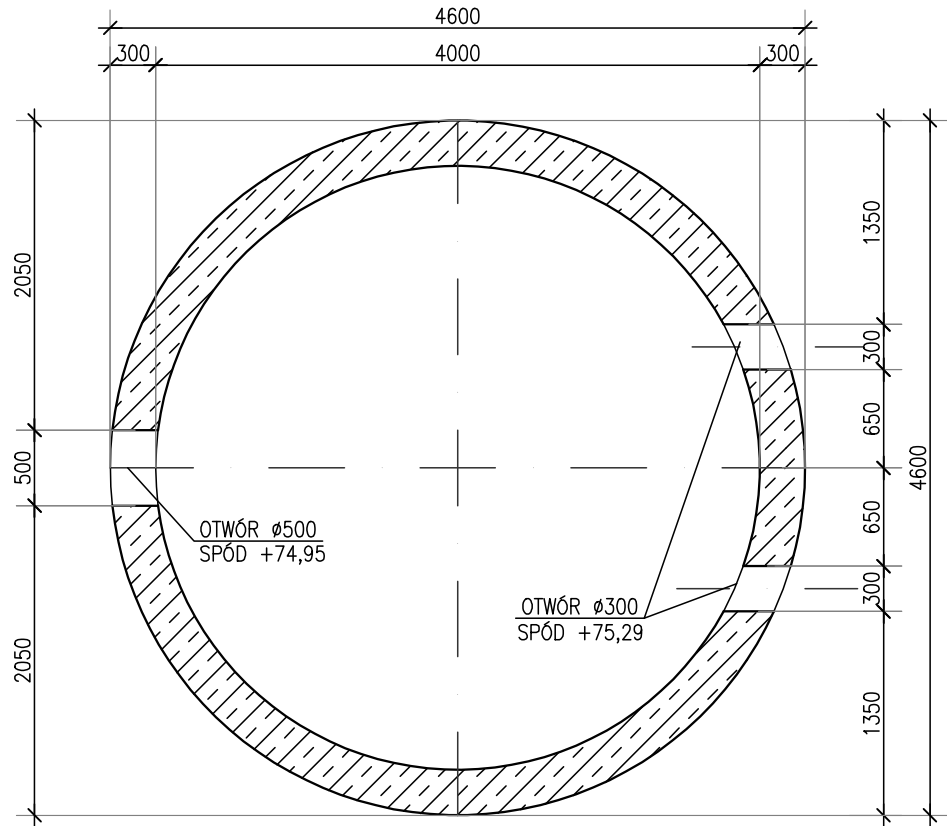

KLASA EKSPOZYCJI XC4, XD2, XA3
BETON C30/37
WODOSZCZELNOŚĆ W10
MROZOODPORNOŚĆ F100
PŁYTA DENNA
OTULENIE 50mm
STAL ZBROJENIOWA A-IIIIN

- UWAGA:
- 1.DOKŁADNA LOKALIZACJA OTWÓRÓW W ŚCIANACH ZBIORNIKA ZGODNIE Z RYSUNKAMI INSTALACYJNYMI
 - 2.POŁĄCZENIA MIĘDZY KRĘGAMI ORAZ PRZEJŚCIA INSTALACYJNE WYKONAĆ JAKO SZCZELNE ZGODNIE Z TECHNOLOGIĄ DOSTAWCY STUDNI.
 - 3.ZBROJENIE W MIEJSCU OTWÓRÓW WYCIĄĆ.

PRZĘKRÓJ 1-1
SKALA 1:25


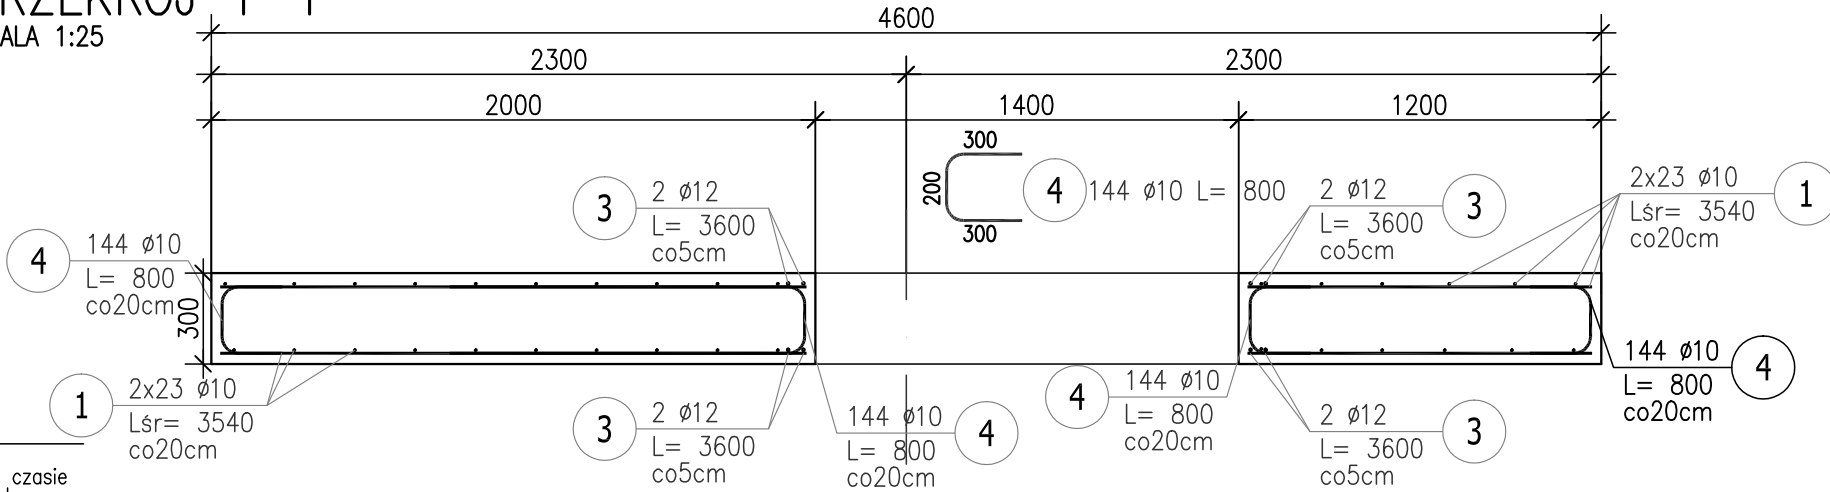


ZESTAWIENIE STALI ZBROJENIOWEJ

POZ.	NR PRĘTA	Ø [mm]	DŁUGOŚĆ [m]	ILOŚĆ			DŁ. ŁĄCZNA [m]		
				PRĘTÓW	x POZ.	RAZEM	RB 500W		
							Ø10	Ø12	Ø16
Poz. P-D – Płyta denną – 1 szt.									
P-D	1	16	3.800	46	1	46			174.80
	2	16	3.040	46	1	46			139.84
Poz. P-G – Płyta górna – 1 szt.									
P-G	1	10	3.540	92	1	92	325.68		
	2	12	2.400	16	1	16		38.40	
	3	12	3.600	8	1	8		28.80	
	4	10	0.800	144	1	144	115.20		
	5	12	1.000	16	1	16		16.00	

	Ø10	Ø12	Ø16
DŁUGOŚĆ RAZEM [m]	440.88	83.20	314.64
DŁUGOŚĆ RAZEM+10% [m]	484.97	91.52	346.10
MASA JEDNOSTKOWA [kg/m]	0.617	0.888	1.578
MASA [kg]	272.02	73.88	496.50
MASA+10% [kg]	299.22	81.27	546.15
MASA CAŁKOWITA [kg]	842.41		
MASA CAŁKOWITA+10% [kg]	926.65		

- 1) Opis kształtu pręta: PN-EN ISO 3766 metoda B (osiowo)
- 2) Opis długości haka: odcinek prosty
- 3) Długość pręta L: suma wymiarów osiowych

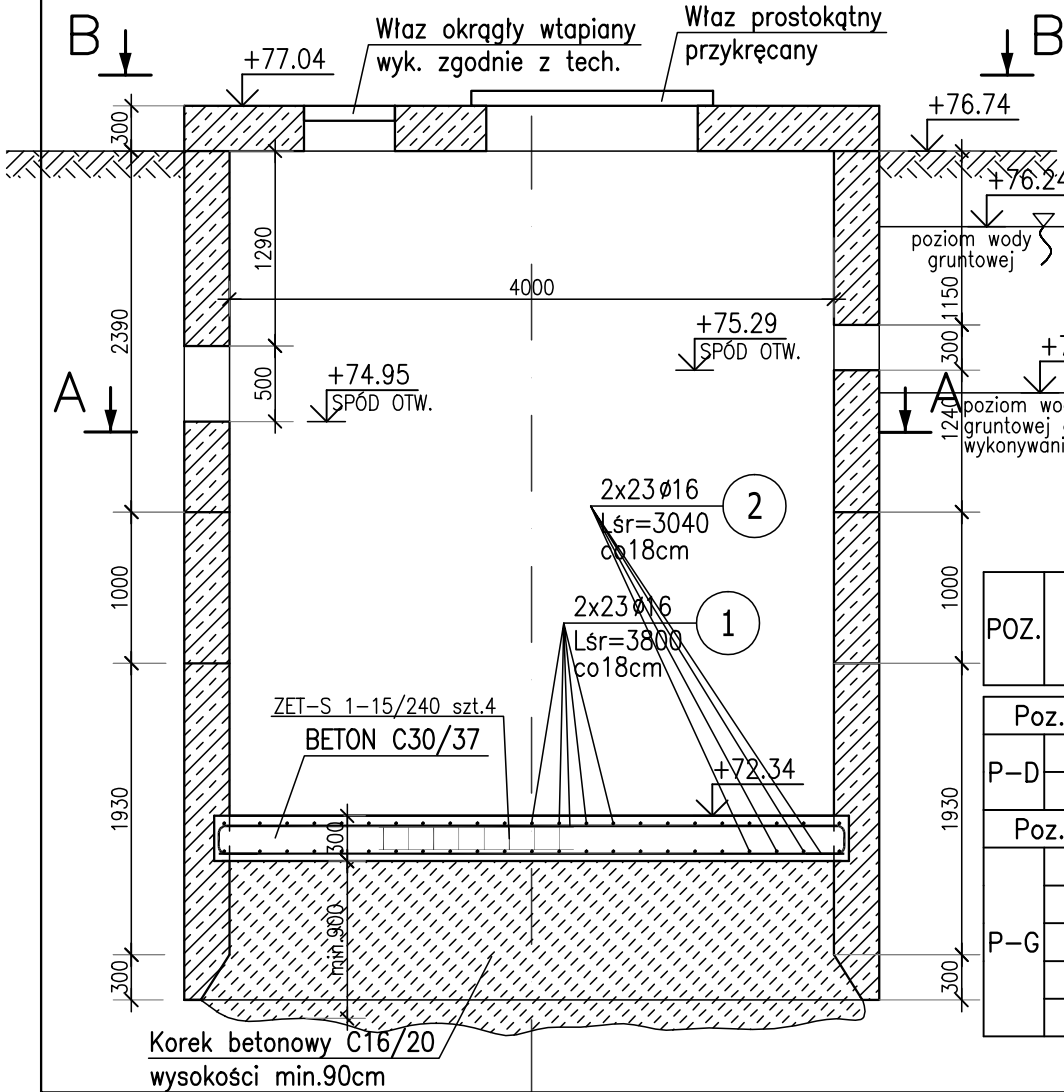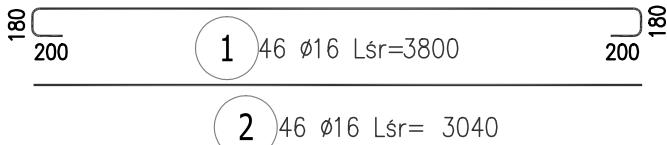

PEP PRO-EKO Projekt Sp. z o.o. Konin Plac Niepodległości 1 62-510 Konin tel./fax 063-244-14-40			
Inwestor: ZAKŁAD GOSPODARKI KOMUNALNEJ I USŁUG WODNYCH ul.Przemysłowa 5, 62-410 Zagórów			
Projektował:	mgr inż. Jacek Kryski upr. budowlane do projektowania bez ograniczeń w specjalności konstrukcyjno-budowlanej WKP/0224/POOK/08	Data:	06.2015
Sprawił:	mgr inż. Marcin Dechnik upr. budowlane do projektowania bez ograniczeń w specjalności konstrukcyjno-budowlanej WKP/0260/POOK/09	Data:	06.2015
Opracował:	mgr inż. Agnieszka Rusiecka	Data:	06.2015
Nazwa zadania:	ROZBUDOWA I MODERNIZACJA OCZYSZCZALNI ŚCIEKÓW DLA GMINY ZAGÓRÓW		
Temat rysunku:	Obiekt nr 8, Przepompownia ścieków oczyszczonych P3.	SKALA 1:50	NR RYSUNKU KW10
Branża:	Konstrukcyjna	Stadium:	Projekt Wykonawczy