



SKALA 1:25

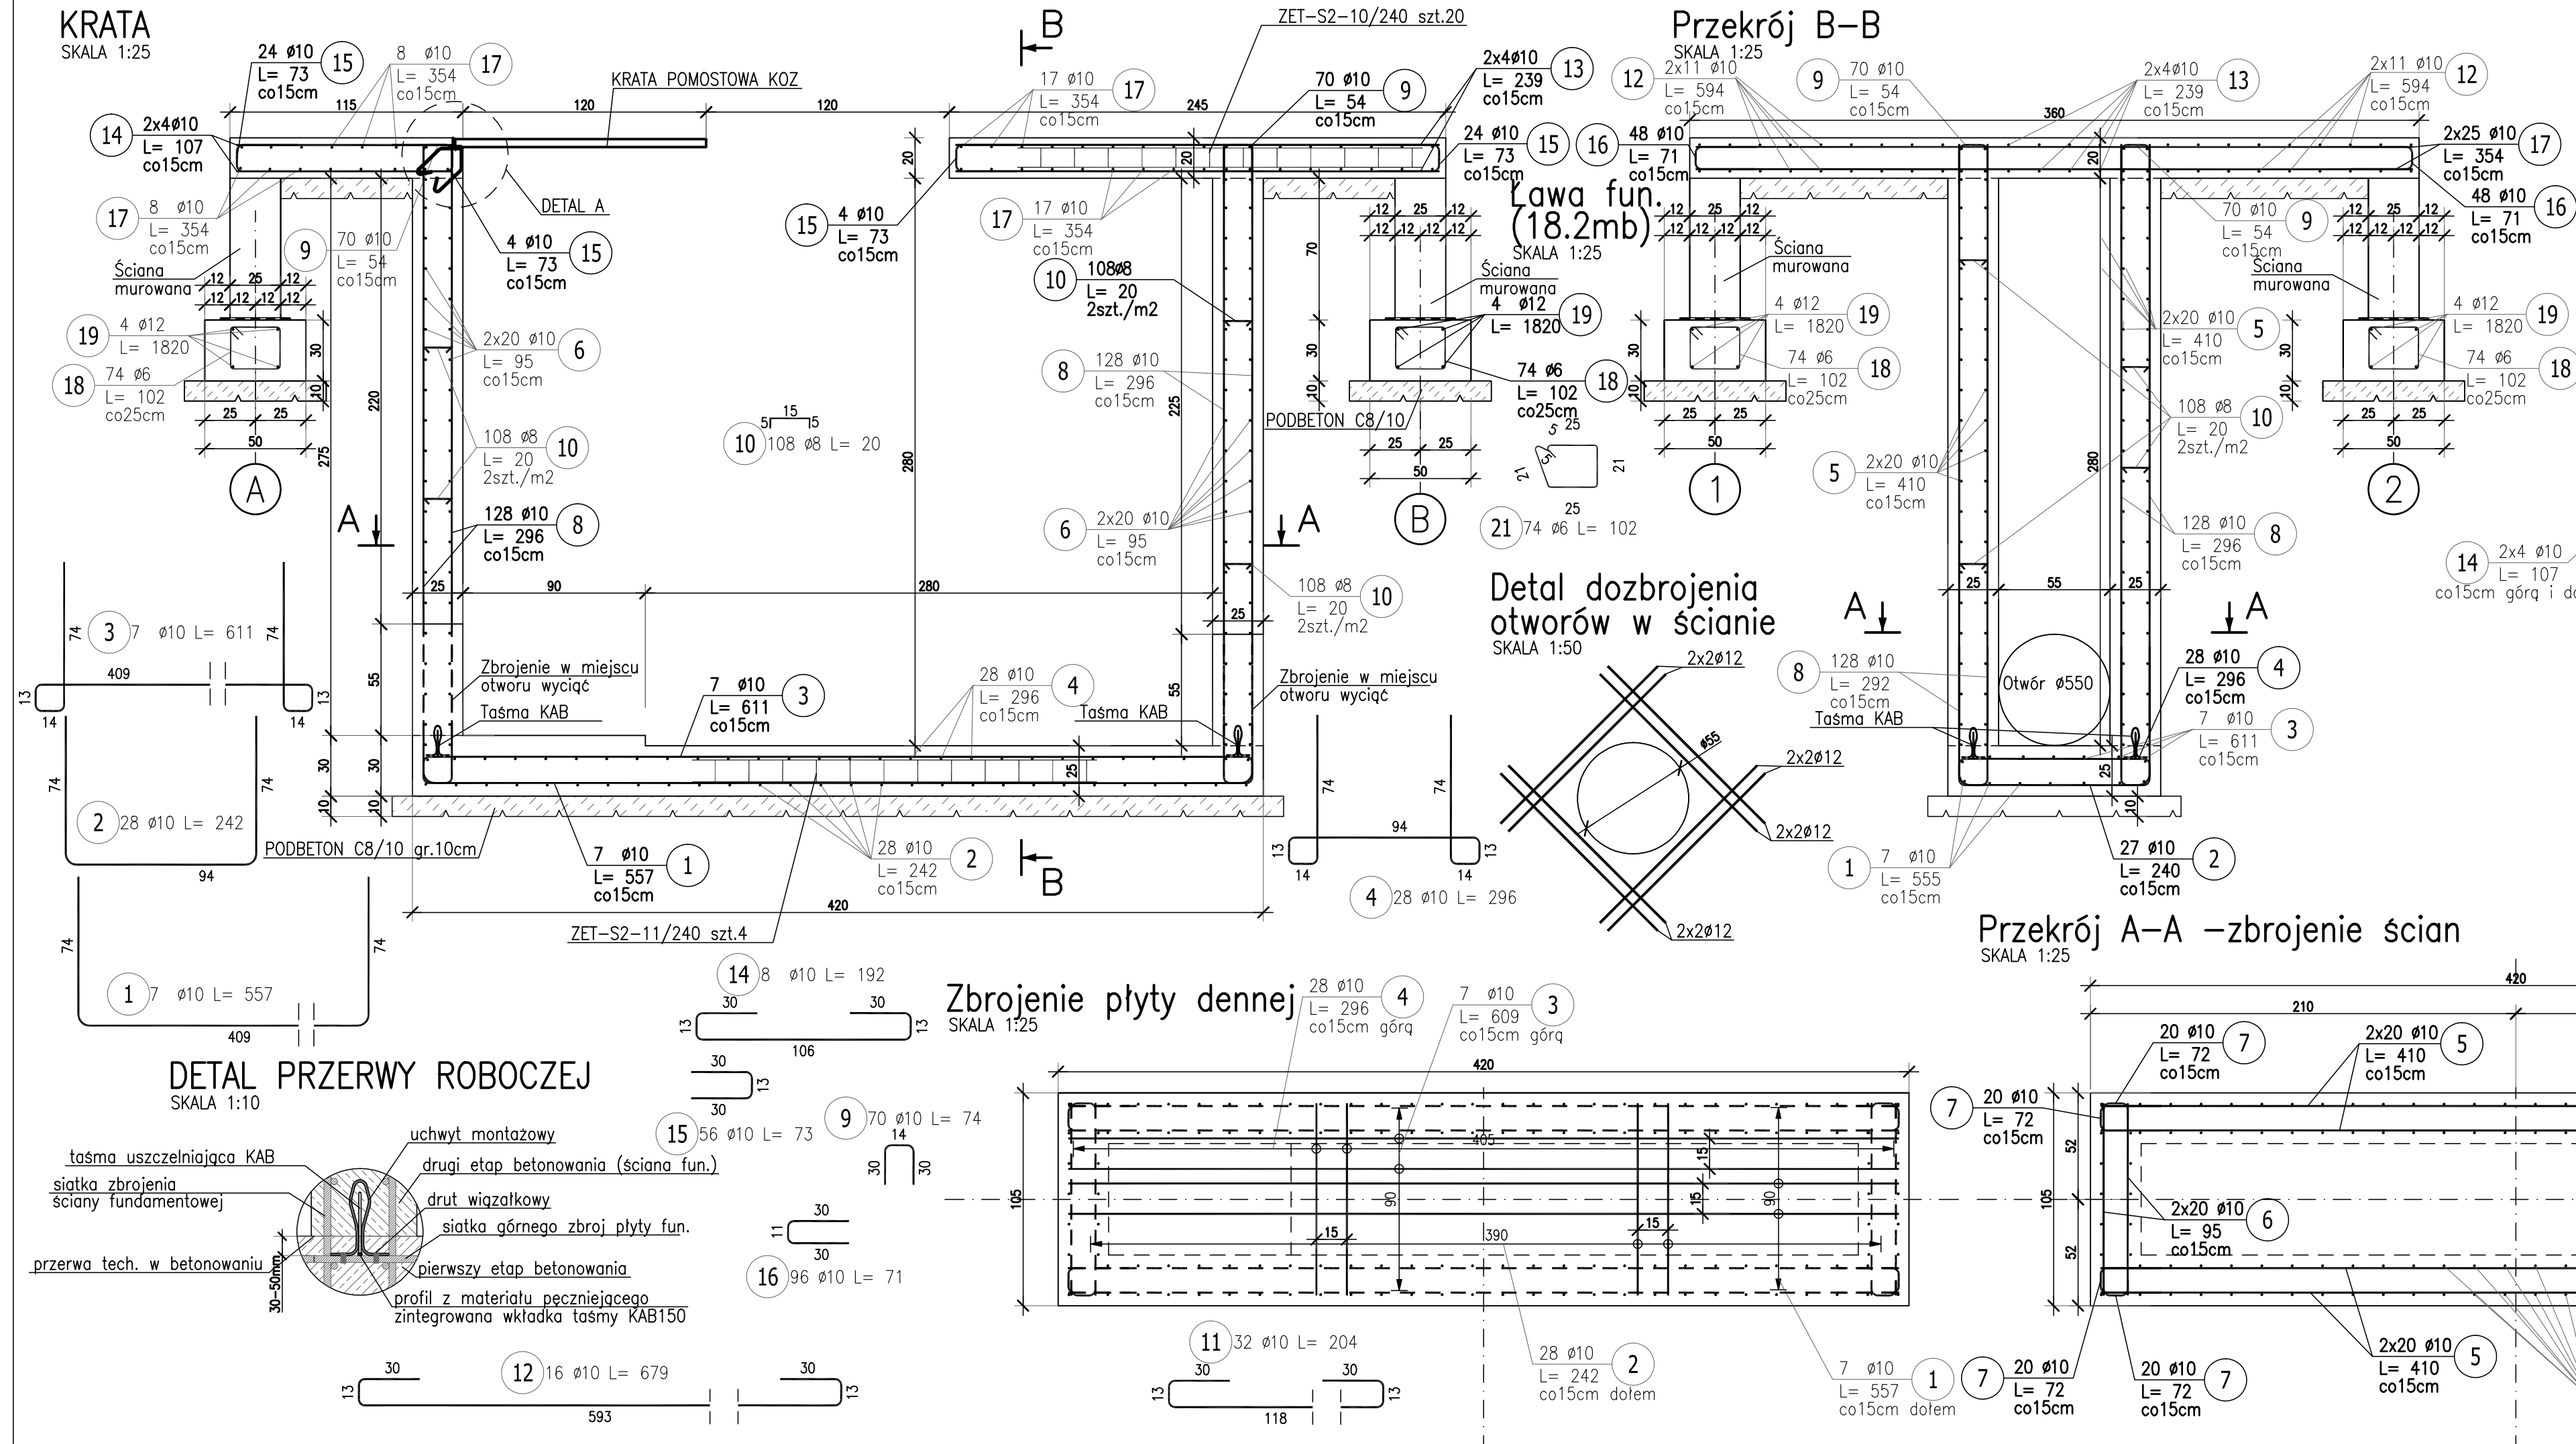

SKALA 1:25

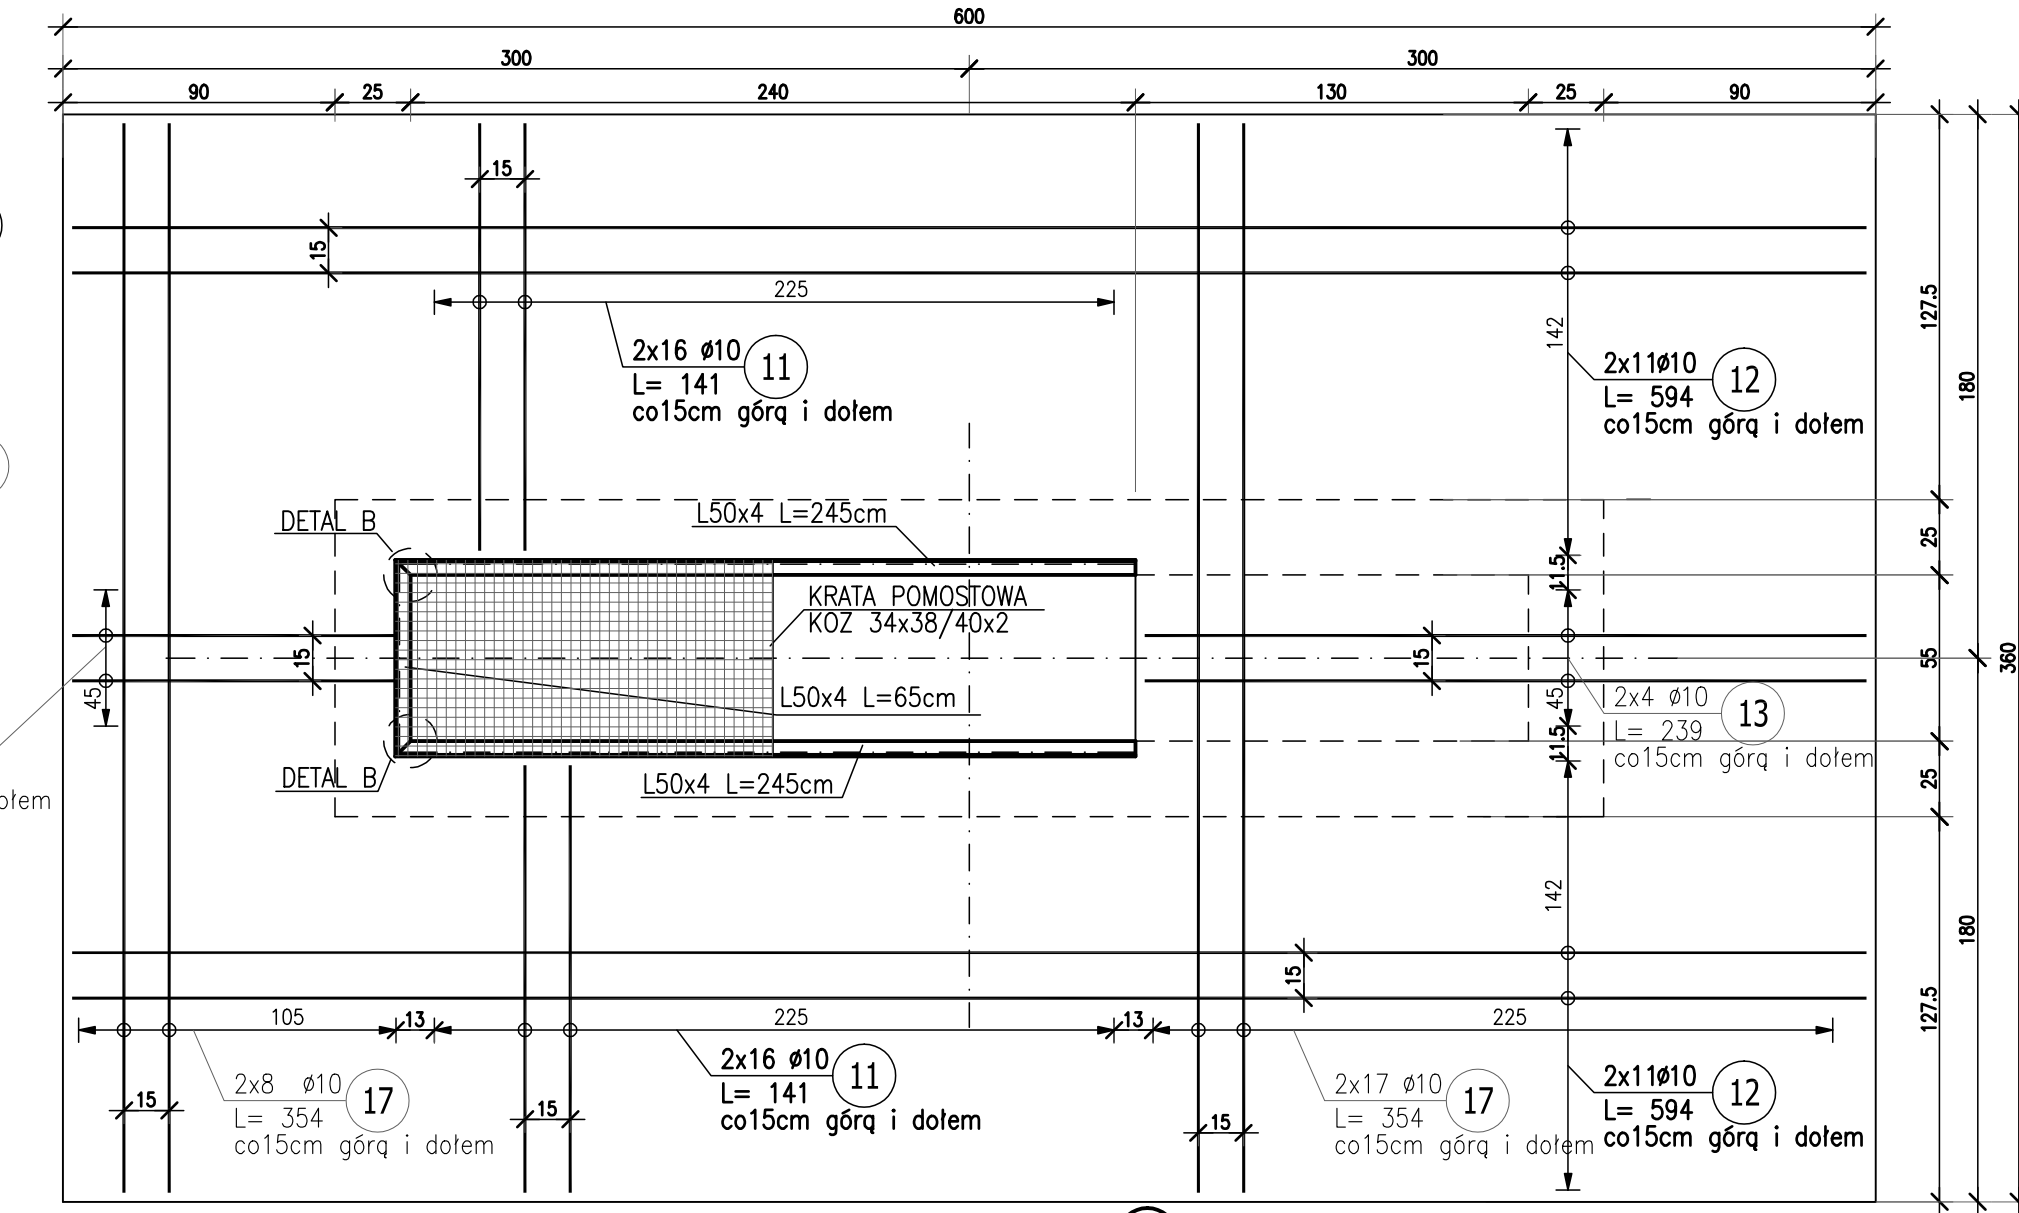

		11 - 66	Dł. KACZNA
--	--	---------	------------

POZ.	NR PRĘTA	Ø [mm]	DŁUGOŚĆ [m]	ILOŚĆ			DŁ. ŁĄCZNA [m]			
				PRĘTÓW	x POZ.	RAZEM	RB 500W	PB 240		Ø6
Poz. L-1 – Ława fundamentowa – 1 szt.										
L-1	18	6	1.020	74	1	74				75.48
	19	12	18.200	4	1	4			72.80	
Poz. P-D – Płyta denna – 1 szt.										
P-D	1	10	5.570	7	1	7		38.99		
	2	10	2.400	27	1	27		64.80		
	3	10	6.110	7	1	7		42.77		
	4	10	2.960	28	1	28		82.88		
Poz. P-G – Płyta górna – 1 szt.										
P-G	11	10	1.410	64	1	64		90.24		
	12	10	5.940	44	1	44		261.36		
	13	10	2.390	8	1	8		19.12		
	14	10	1.070	8	1	8		8.56		
	15	10	0.730	56	1	56		40.88		
	16	10	0.710	96	1	96		68.16		
	17	10	3.540	50	1	50		177.00		
Poz. S-1 – Ściana – 1 szt.										
S-1	5	10	4.100	80	1	80		328.00		
	6	10	0.950	80	1	80		76.00		
	7	10	0.720	160	1	160		115.20		
	8	10	2.960	128	1	128		378.88		
	9	10	0.540	70	1	70		37.80		
	10	8	0.200	108	1	108	21.60			
DŁUGOŚĆ RAZEM [m]							21.60	1830.64	72.80	75.48
DŁUGOŚĆ RAZEM+10% [m]							23.76	2013.70	80.08	83.03
MASA JEDNOSTKOWA [kg/m]							0.395	0.617	0.888	0.222
MASA [kg]							8.53	1129.50	64.65	16.76
MASA+10% [kg]							9.38	1242.45	71.10	18.44
MASA CAŁKOWITA [kg]							1219.44			
MASA CAŁKOWITA+10% [kg]							1341.38			

STAL PROFILOWANA S235JR Kwasoodporna

- 1) Opis kształtu pręta: PN-EN ISO 3766 metoda B (osiowa)
2) Opis długości haka: odcinek prosty
3) Długość pręta l: suma wymiarów osiowych

POZ.	NUMER ELEMENTU	NAZWA ELEMENTU	DŁUGOŚĆ [mm]	GATUNEK STALI	LICZBA SZTUK	DŁ. RAZEM [m]	MASA JEDN [kg/m]	MASA 1 ELEM [kg]	MASA RAZEM [kg]	POLE JEDN [m2/m]	POLE 1 ELEM [m2]	POLE RAZEM [m2]
1	1	L 50x4	650.0	S235JR	1	0.65	3.06	1.99	1.99	0.19	0.13	0.13
1	2	L 50x4	2450.0	S235JR	2	4.9	3.06	7.50	14.99	0.19	0.48	0.95
1	3	Ø 6	600.0	PB 240	23	13.8	0.22	0.13	3.06	0.02	0.01	0.26
OGÓŁEM									20.04			1.34
NADDATEK NA SPOINY: 2%									0.4			0.03
RAZEM:									20.44			1.37
WYKONAĆ: x 1									20.44			1.37

	PRO-EKO Projekt Sp. z o.o. Konin Plac Niepodległości 1 62-510 Konin tel./fax 0632-244-14-40		
	Inwestor: ZAKŁAD GOSPODARSTWA KOMUNALNEJ I USŁUG WODNYCH ul. Przemysłowa 5, 62-410 Zagórów		
Projektował:	mgr inż. Jacek Krysie upr. budowane do projektowania bez ograniczeń w specjalności konstrukcyjno-budowlanej WKP/0224/PODK/08	Data:	06.2015
Sprawił:	mgr inż. Marcin Dechlik upr. budowane do projektowania bez ograniczeń w specjalności konstrukcyjno-budowlanej WKP/0265/PODK/09	Data:	06.2015
Opracowała:	mgr inż. Agnieszka Rusiecka	Data:	06.2015
Nazwa zadania : ROZBUDOWA I MODERNIZACJA OCZYSZCZALNI ŚCIEKÓW DLA GMINY ZAGÓRÓW			
Temat rysunku:	Obiekt nr 2- Zbrojenie płyty dennej,górnej, ścian i ław kraty	SKALA 1:25	NR RYSUNKU
Branża:	Konstrukcyjna	Stadium:	Projekt Wykonawczy